


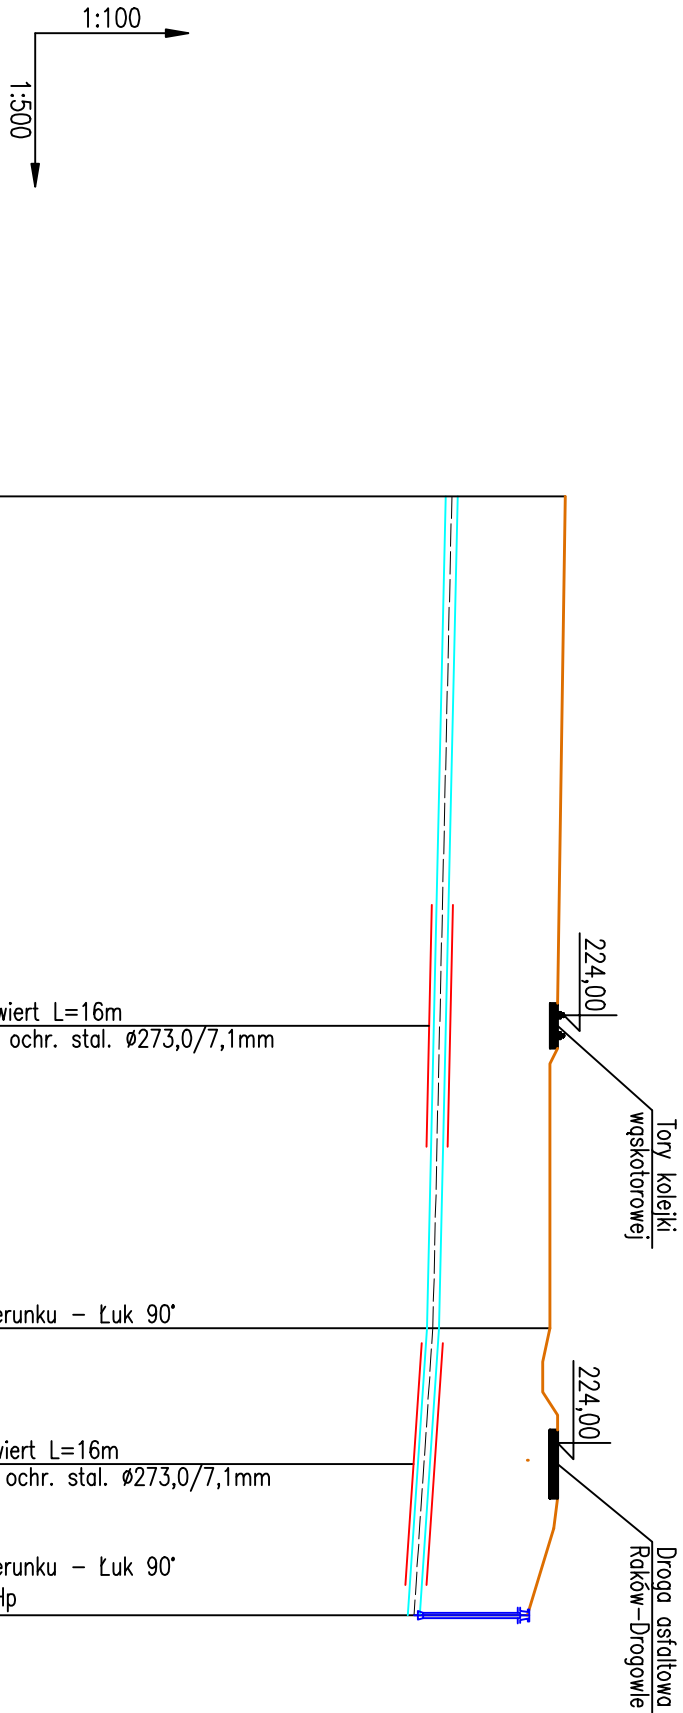

Poziom odniesienia 215.00 m n.p.m.			
Rzędna terenu	[m n.p.m.]	224,10	
Rzędna elementów uzbrojenia	[m n.p.m.]		
Rzędna osi rurociągu	[m n.p.m.]	222,60	
Głębokość	[m]	1,50	
Spadek	[‰]	3,6	
Material, średnica	[mm]	PE PN10 SDR17 Ø160x9,5mm	
Odległość	[m]	0,00	
Długość odcinka	[m]	55,0	

Oznaczenia

W6'

W7

W8

Uchwała projektowa  Biurow Projektów "PROINSBUD" 28-230 Połaniec ul. Kosynierów 1/7 tel. 602-811-244 proinsbud@btw.pl		Nr umowy PB/4/08
Investor Gmina Raków ul. Ogrodowa 1, 26-035 Raków		Data 01/2010
Nazwa przedsięwzięcia Budowa sieci wodociągowej wraz z przyłączeniem w miejscowościach Drogowie i Miedrów gmn. Raków		Stadium Projekt budowlany
Temat rysunku PROFIL PODŁUŻNY – ODCINEK W6' – W8		Skala 1:100/500
Asystent projektanta inż. Robert Smogłowski		Nr rys./wersji 2
Projektant mgr inż. Bogdan Wiśniewski		
Sprawdzający mgr inż. Jacek Nowak		