


Uzgodniono na podstawie 5474000

art. 3-pkt 2 ustawy z dnia 14 marca 1985r.
o Państwowej Inspekcji Sanitarnej
(tekst jednolity Dz. U. z 2006r. Nr 122,
poz. 851 z późniejszymi zmianami)

Państwowy Powiatowy Inspektor
Sanitarny w Kielcach
lek. med. Grażyna Majewska

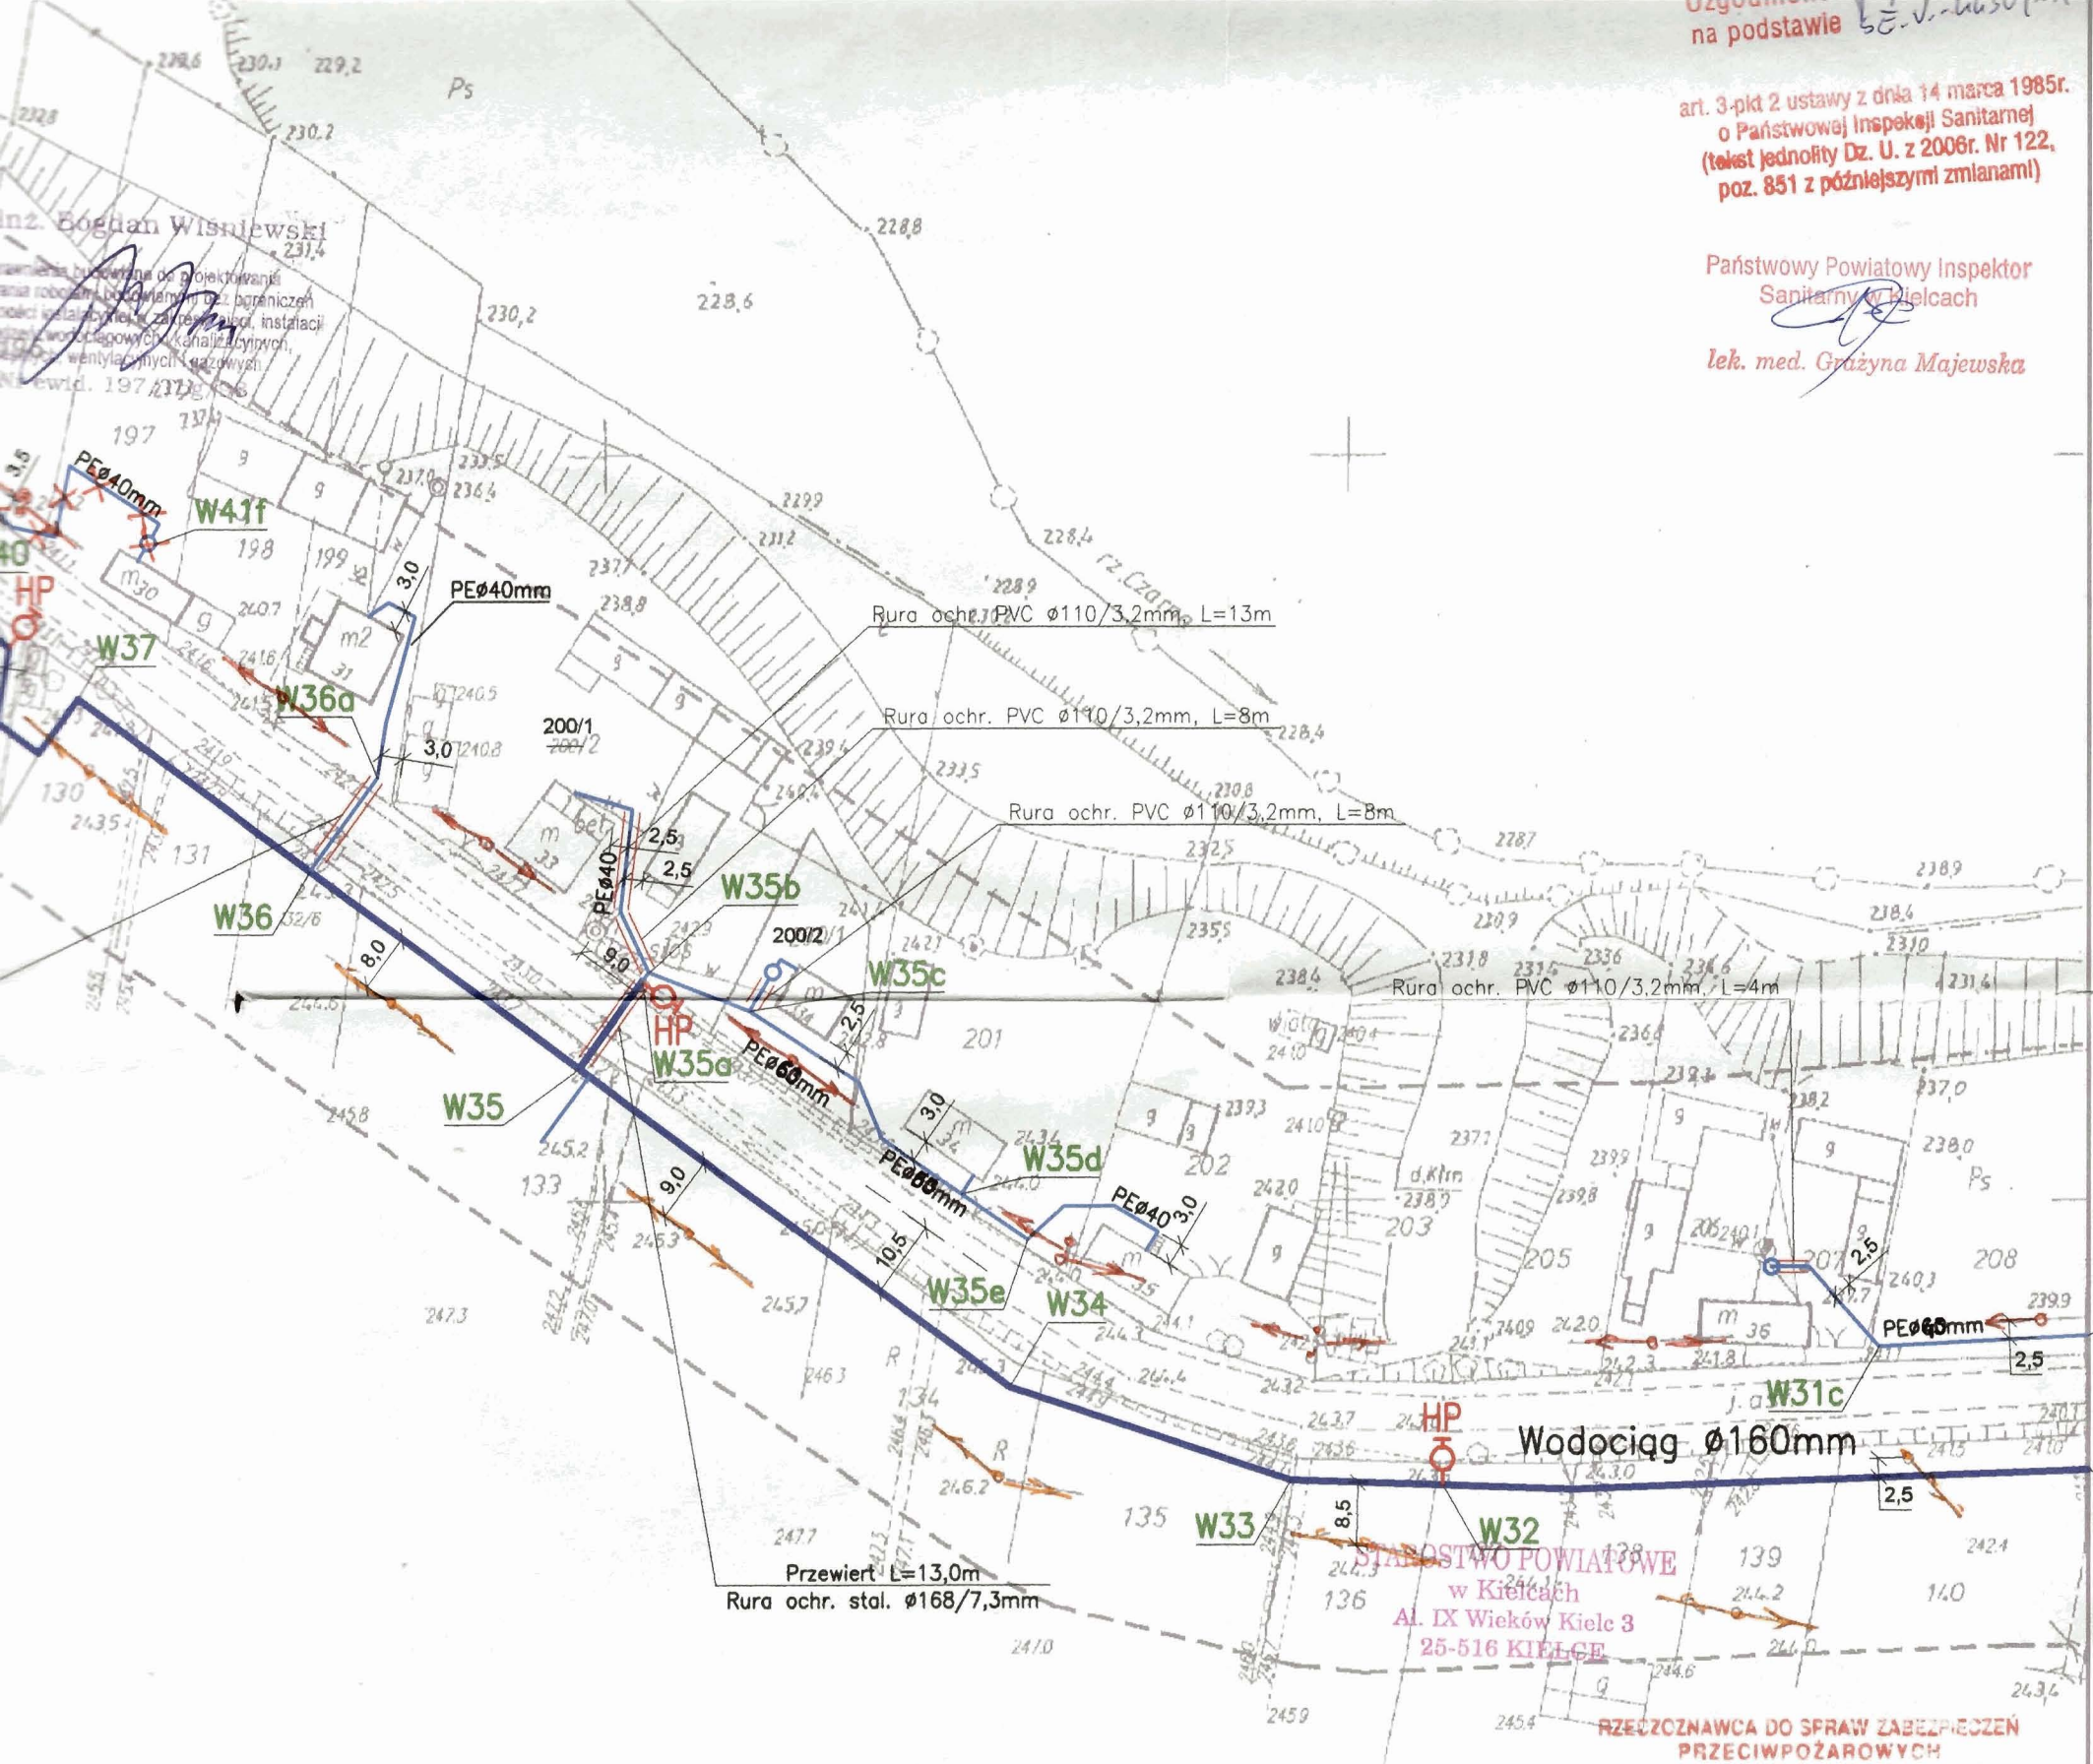

Starostwo Powiatowe w Kielcach
Powiatowy Ośrodek Dokumentacji Geodezyjnej i Kartograficznej
W obszarze oznaczonym linią wodociągów lokalizacji
Dokonano aktualizacji mapy zasadniczej.
Dokumenty z dnia 19 LIS 2008
2659-10/2008
Niniejsza mapa może służyć do celów projektowych.
Przebieg linii wodociągów wymaga pozwolenia na
budowę podległą wytyczeniu i inwentaryzacji przykrojowej
przez jednostkę uprawnioną do wykonywania prac geodezyjnych
21 LIS 2008
Kielce, dn. 06.07.2009
mgr inż. Elżbieta Kuczyńska

STAROSTA KIELECKI
Na podstawie art. 20 ust. 1 ustawy z dnia 17 maja 1989 r. - Prawo geodezyjne i kartograficzne (Dz. U. z 2000 r. Nr 100, poz. 1086 i Nr 120, poz. 1268) uzgodniona usługa projektowania sieci uzbrojenia terenu: wodociąg, kanalizacja sanitarna, kanalizacja deszczowa, gazociąg, kable energetyczne WN WN, kable telefoniczne, światłowodowy, budynki, drogi
sieć przyłącza
Uzgodnione uzgodnienie sieci uzbrojenia terenu podlega wytyczeniu i geodezyjnej inwentaryzacji przykrojowej przez jednostkę uprawnioną do wykonywania prac geodezyjnych.
W razie niezgodności realizacji sieci uzbrojenia terenu z uzgodnionym projektem inwestor zobowiązany jest przedłożyć mapę z uwagami pomiarów powykrojowych właściwemu organowi administracji architektoniczno-budowlanej.
Uzgodnienie uzgodnienia projektowanych sieci uzbrojenia terenu zachowuje ważność przez okres 3 lat od dnia wydania opinii w sprawie uzgodnienia uzgodnienia projektowanych sieci uzbrojenia terenu. Uzgodnienie traci ważność w przypadku, o którym mowa § 13 rozporządzenia Ministra Rozwoju Regionalnego i Budownictwa z dnia 2 kwietnia 2001 r. w sprawie geodezyjnej opinii o sieci uzbrojenia terenu oraz rozporządzenia Ministra Dokumentacji Projektowej (Dz. U. z 2001 r. poz. 455).
463/2009 z up. STAROSTY
mgr inż. Jacek Nowak
mgr inż. Zofia Stelmasińska
Kielce 06.07.2009 Kierownik Powiatowego Ośrodka Dokumentacji Geodezyjnej i Kartograficznej

Upoznawiano numerację działek
25.05.2010
GEODETA
Jan Tłuszcik
mgr inż. 2807

na terenie niewykazanych na niniejszej mapie urządzeń podziemnych,
nie do inwentaryzacji lub o których brak jest informacji w PODGIK w Kielcach

mgr inż. Jacek Nowak Uprawnienia budowlane do projektowania bez ograniczeń w specjalności instalacyjnej w zakresie sieci, instalacji i urządzeń elektrycznych, wentylacyjnych, gazowych, wodociągów, kanalizacyjnych Nr upr. SW/0094/POOS/08 Czł. Izby SWK/IS/0139/05		Nr umowy PB/4/08
Jednostka projektowa Biuro Projektów "PROINSBUD" 28-230 Połaniec ul. Kosynierów 1/7 tel. 602-511-244 proinsbud@btw.pl	Investor Gmina Raków ul. Ogrodowa 1; 26-035 Raków	Data 01/2009
Nazwa przedsięwzięcia Budowa sieci wodociągowej wraz z przyłączami w miejscowościach Drogowie i Mędrow gm. Raków		Stadium Konceptcja
Temat rysunku PROJEKT ZAGOSPODAROWANIE TERENU		Skala 1 : 1000
Asystent projektanta inż. Robert Smagłowski	Projektant mgr inż. Bogdan Wiśniewski 197/Tbg/98	Nr rys./wersji 10