


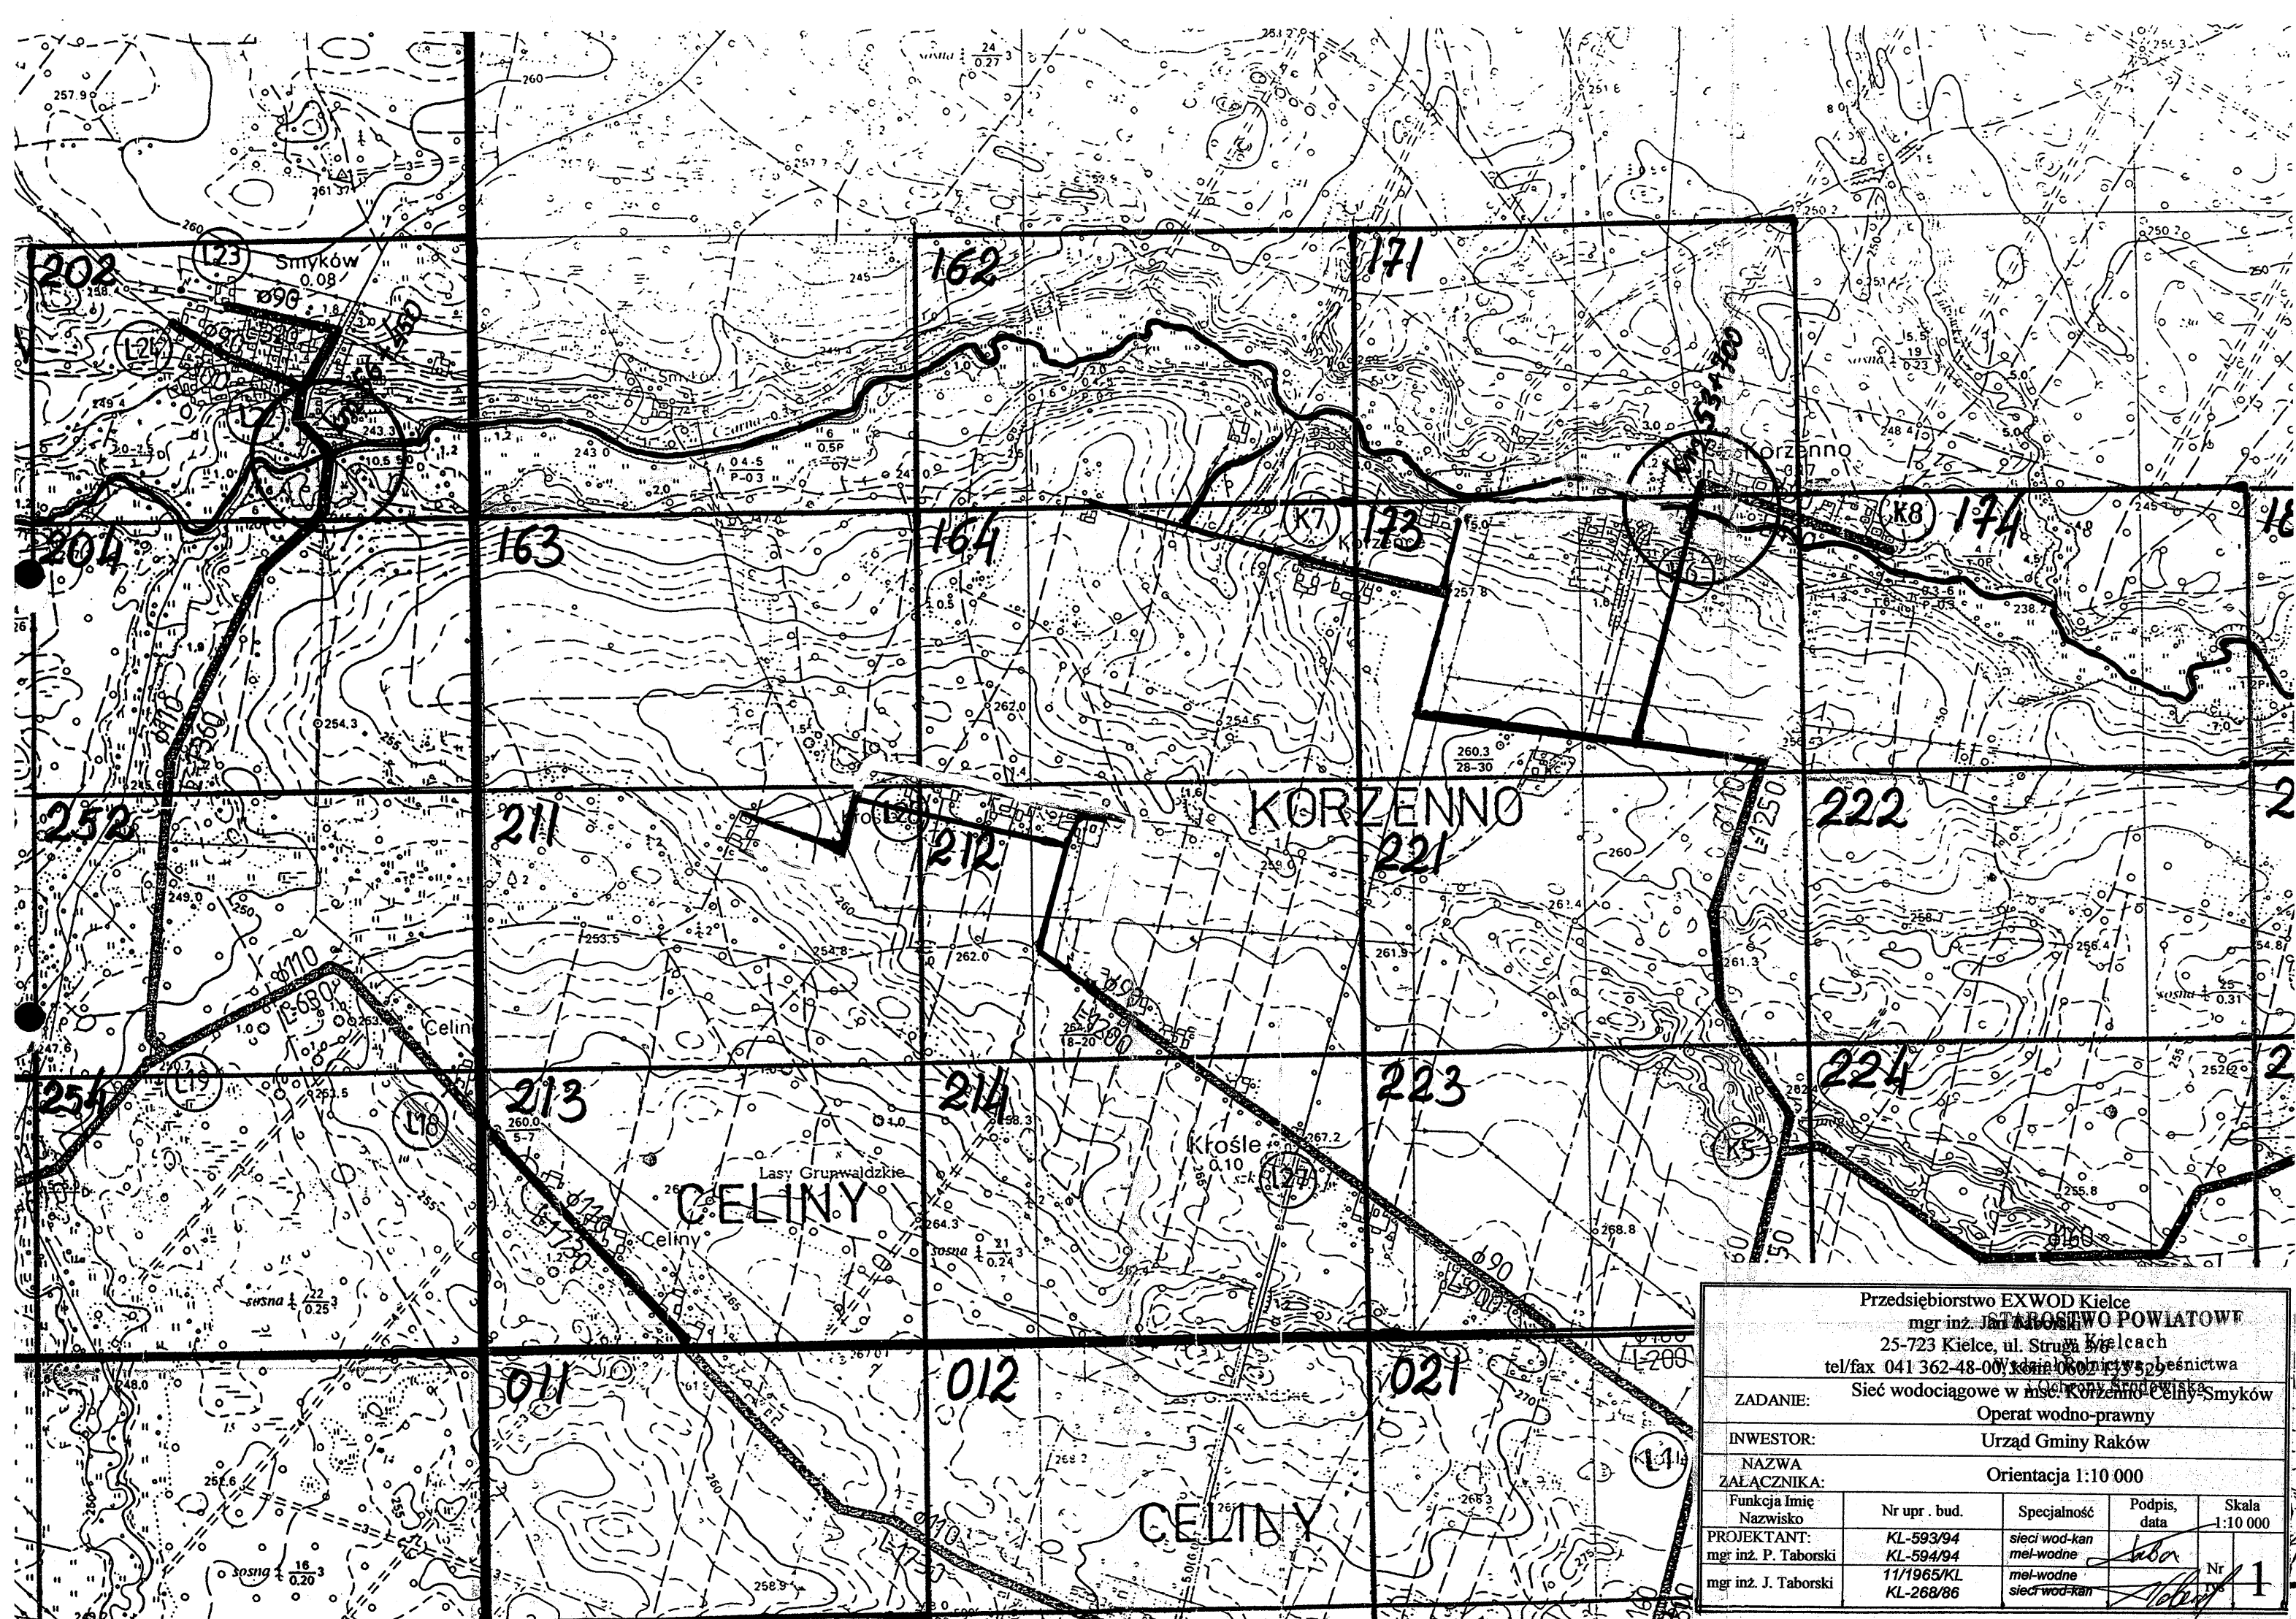

Przedsiębiorstwo EXWOD Kielce mgr inż. J. Taborski 25-723 Kielce, ul. Struga 5 tel/fax 041 362-48-00, 041 362-135 52 Kielce, ul. Struga 5				
ZADANIE: Sieć wodociągowa w msc. Korzenno-Celiny-Smyków Operat wodno-prawny				
INWESTOR: Urząd Gminy Raków				
NAZWA ZAŁĄCZNIKA: Orientacja 1:10 000				
Funkcja Imię Nazwisko	Nr upr. bud.	Specjalność	Podpis, data	Skala 1:10 000
PROJEKTANT: mgr inż. P. Taborski	KL-593/94 KL-594/94	sieci wod-kan mel-wodne	<i>Taborski</i>	Nr 1
mgr inż. J. Taborski	11/1965/KL KL-268/86	mel-wodne sieci wod-kan	<i>Taborski</i>	