


MAPA ZLEWNI

1: 100000

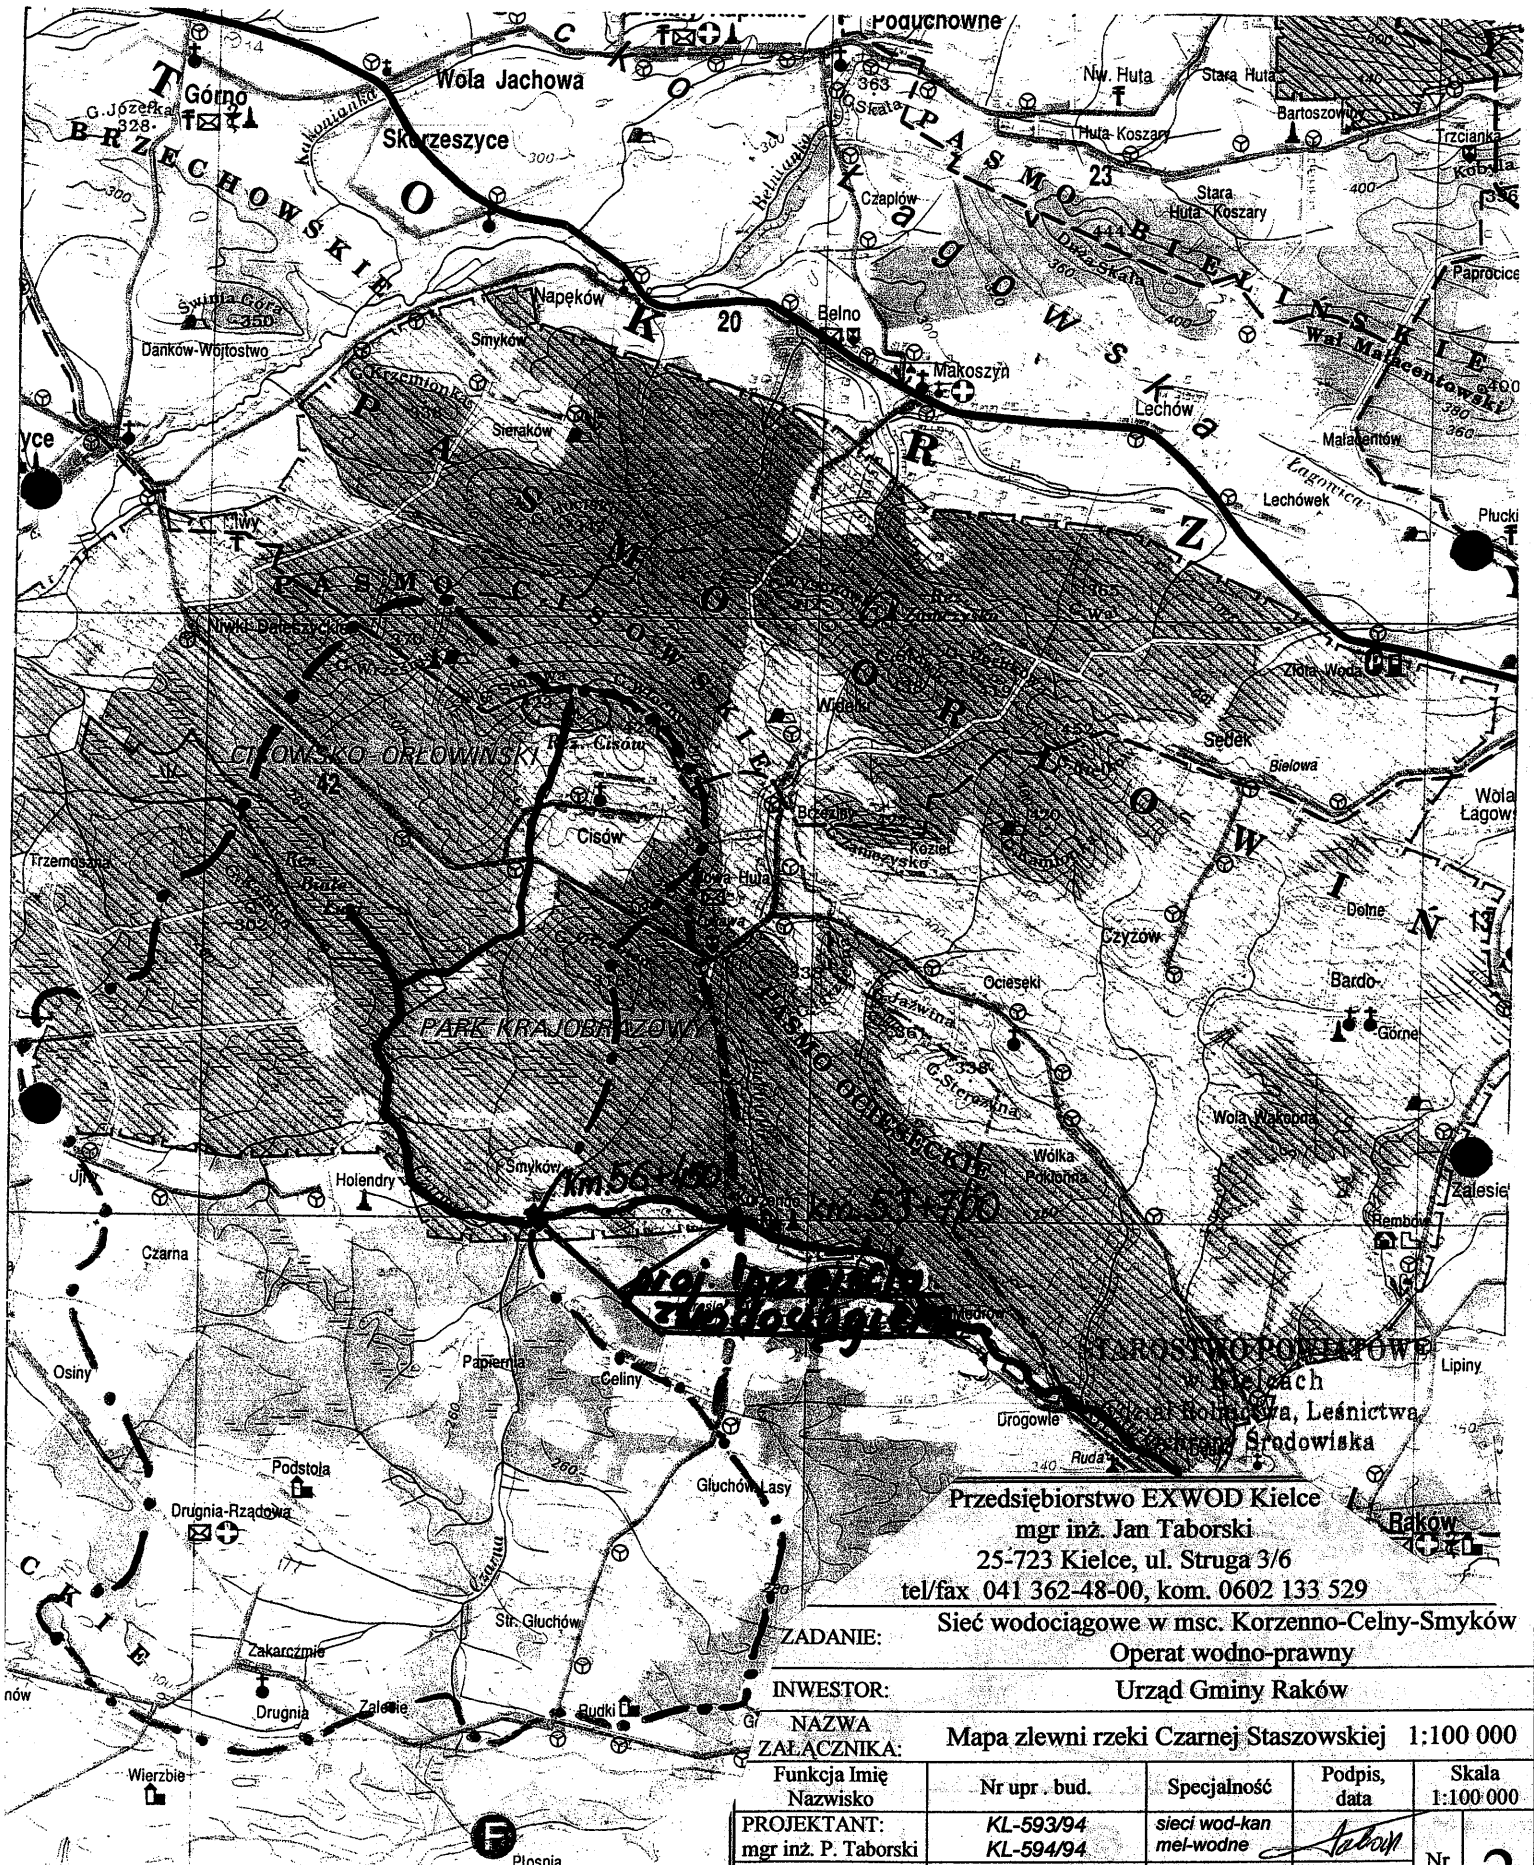

Przedsiębiorstwo EXWOD Kielce
mgr inż. Jan Taborski
25-723 Kielce, ul. Struga 3/6
tel/fax 041 362-48-00, kom. 0602 133 529

ZADANIE: Sieć wodociągowa w msc. Korzenno-Celny-Smyków
Operat wodno-prawny

INWESTOR: Urząd Gminy Raków

NAZWA: Mapa zlewni rzeki Czarnej Staszowskiej 1:100 000
ZAŁĄCZNIKA:

Funkcja Imię Nazwisko	Nr upr. bud.	Specjalność	Podpis, data	Skala 1:100 000
PROJEKTANT: mgr inż. P. Taborski	KL-593/94 KL-594/94	sieci wod-kan mel-wodne		Nr rys
mgr inż. J. Taborski	11/1965/KL KL-268/86	mel-wodne sieci wod-kan		

2