


woj. świętokrzyskie

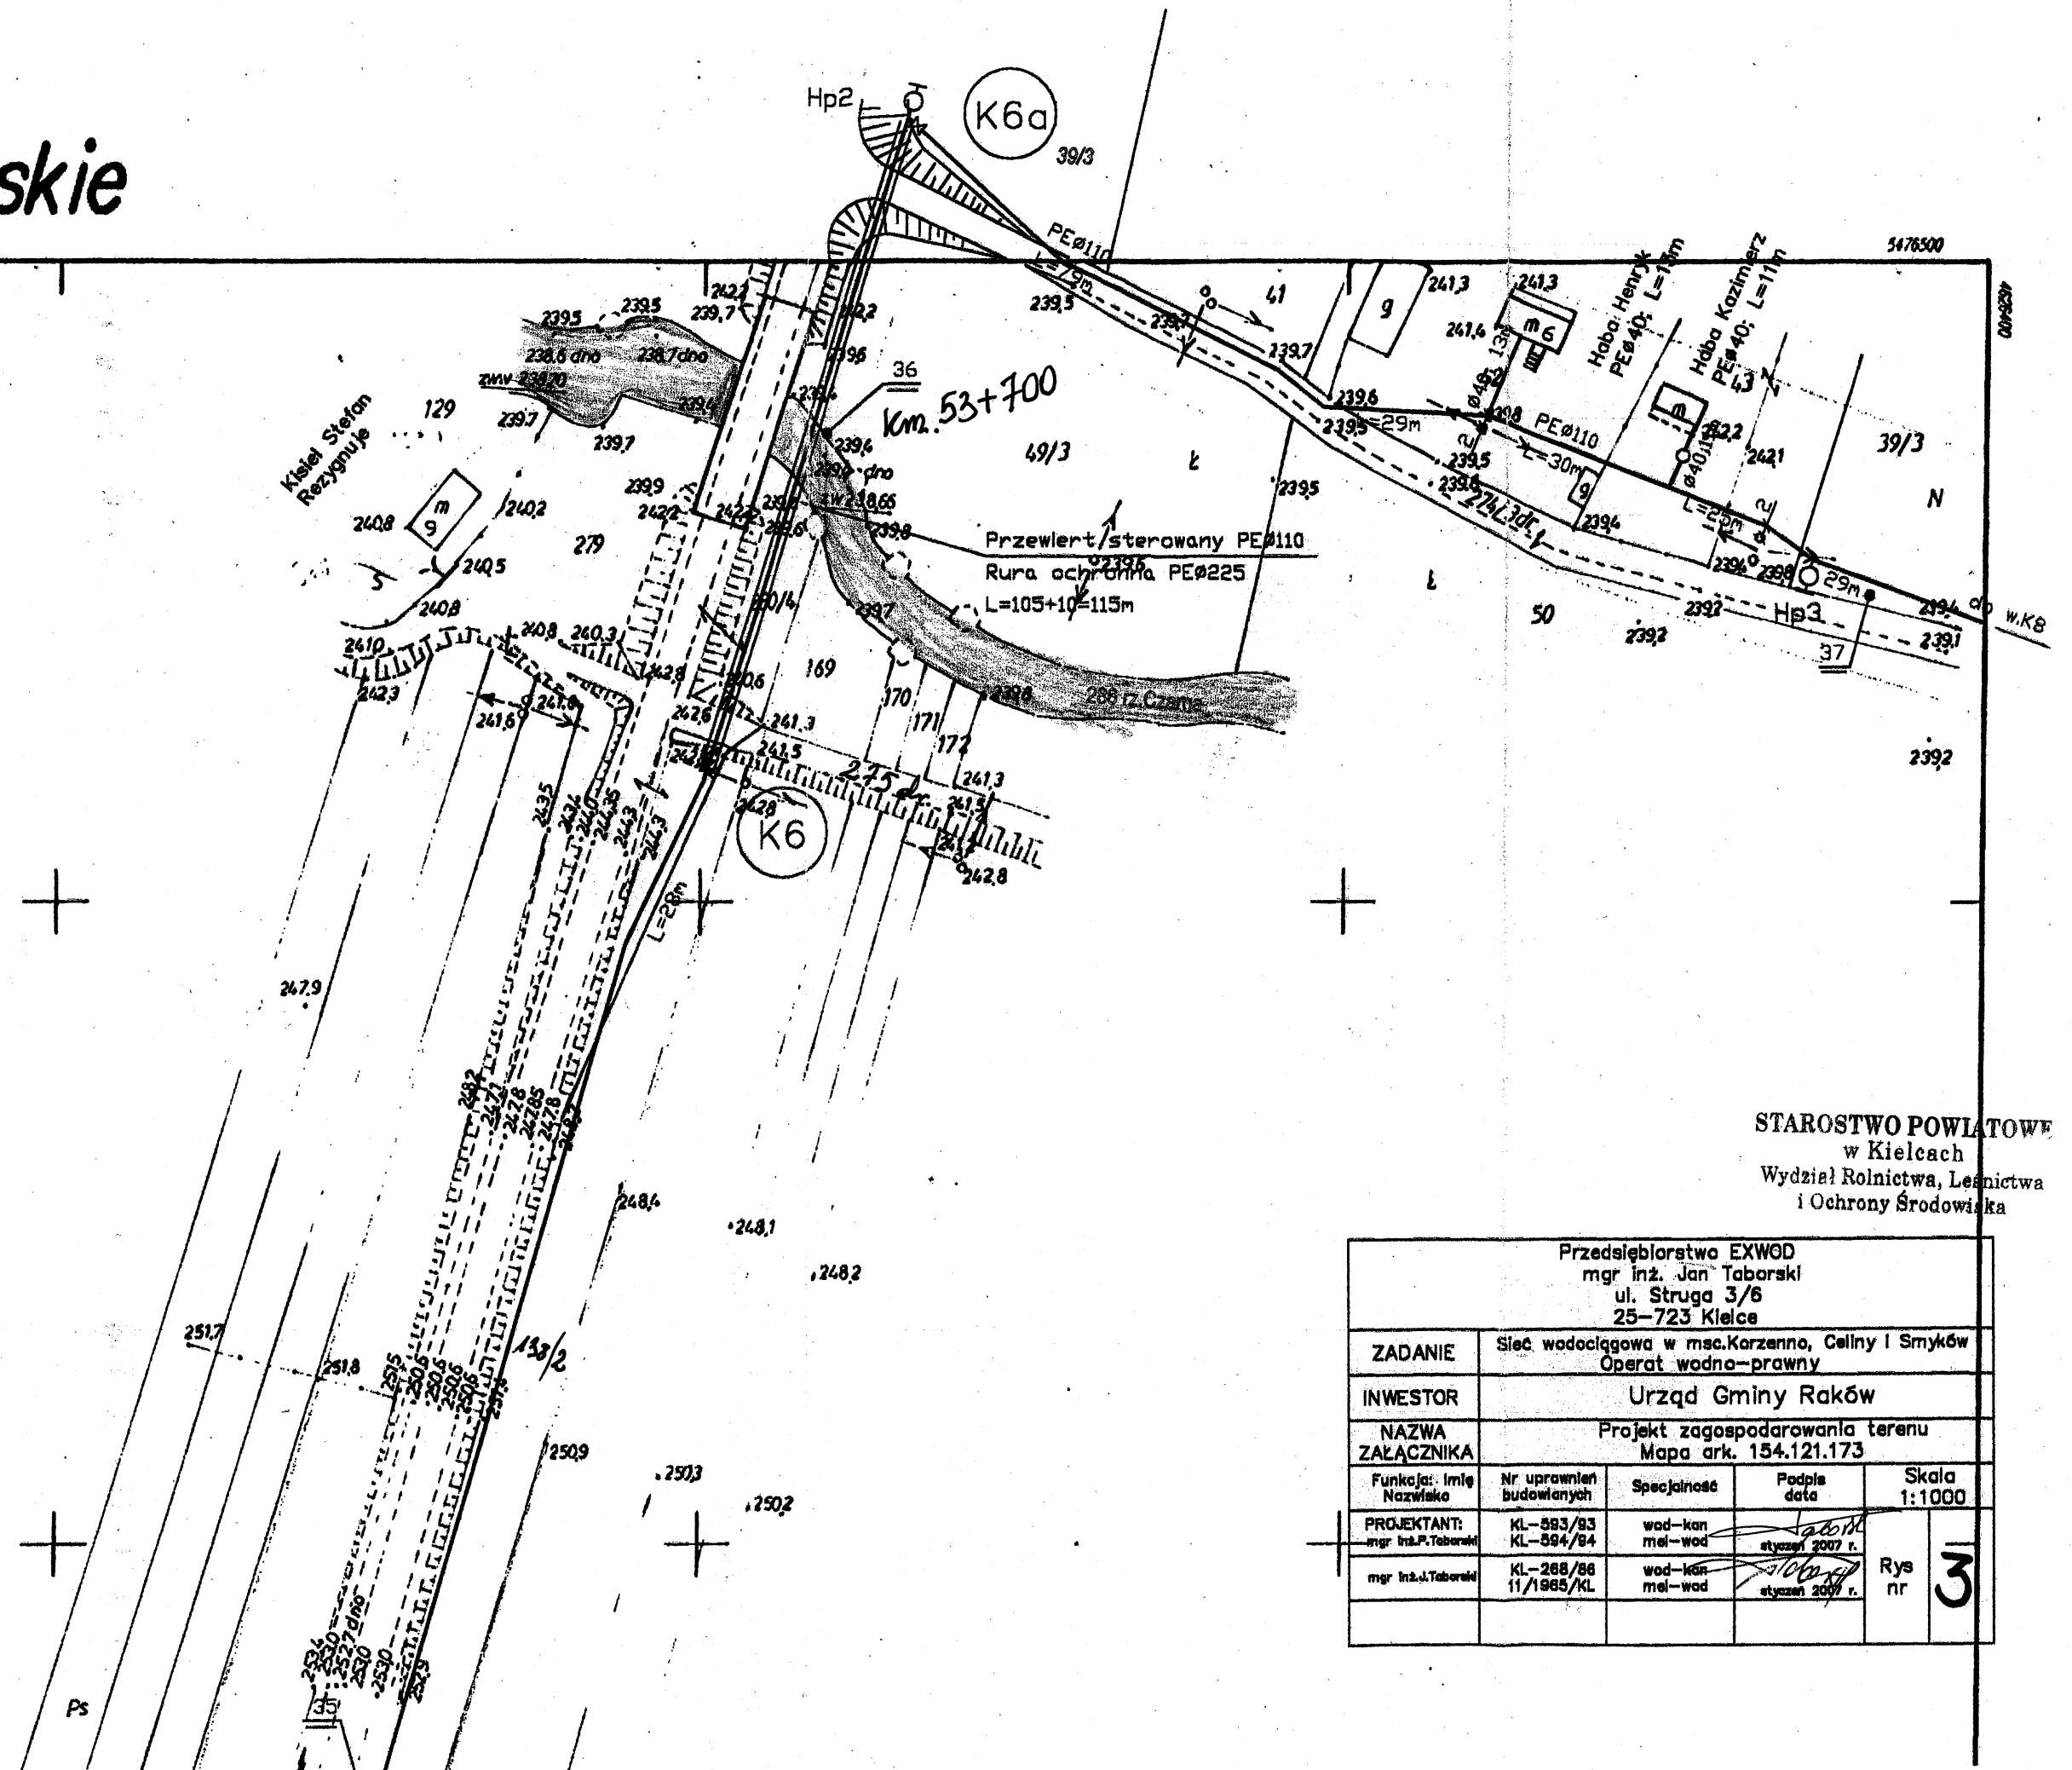

STAROSTWO POWIATOWE
w Kielcach
Wydział Rolnictwa, Leśnictwa
i Ochrony Środowiska

Przedsiębiorstwo EXWOD mgr inż. Jan Taborski ul. Struga 3/6 25-723 Kielce				
ZADANIE	Sieć wodociągowa w msc. Karzenno, Celiny i Smyków Operat wodno-prawny			
INWESTOR	Urząd Gminy Raków			
NAZWA ZAŁĄCZNIKA	Projekt zagospodarowania terenu Mapa ark. 154.121.173			
Funkcja: Imię Nazwisko	Nr uprawnień budowlanych	Specjalność	Podpis data	Skala 1:1000
PROJEKTANT: mgr inż. J. Taborski	KL-583/93 KL-594/94	wod-kan mel-wod	<i>[Signature]</i> styczeń 2007 r.	Rys nr 3
mgr inż. J. Taborski	KL-266/86 11/1985/KL	wod-kan mel-wod	<i>[Signature]</i> styczeń 2007 r.	