


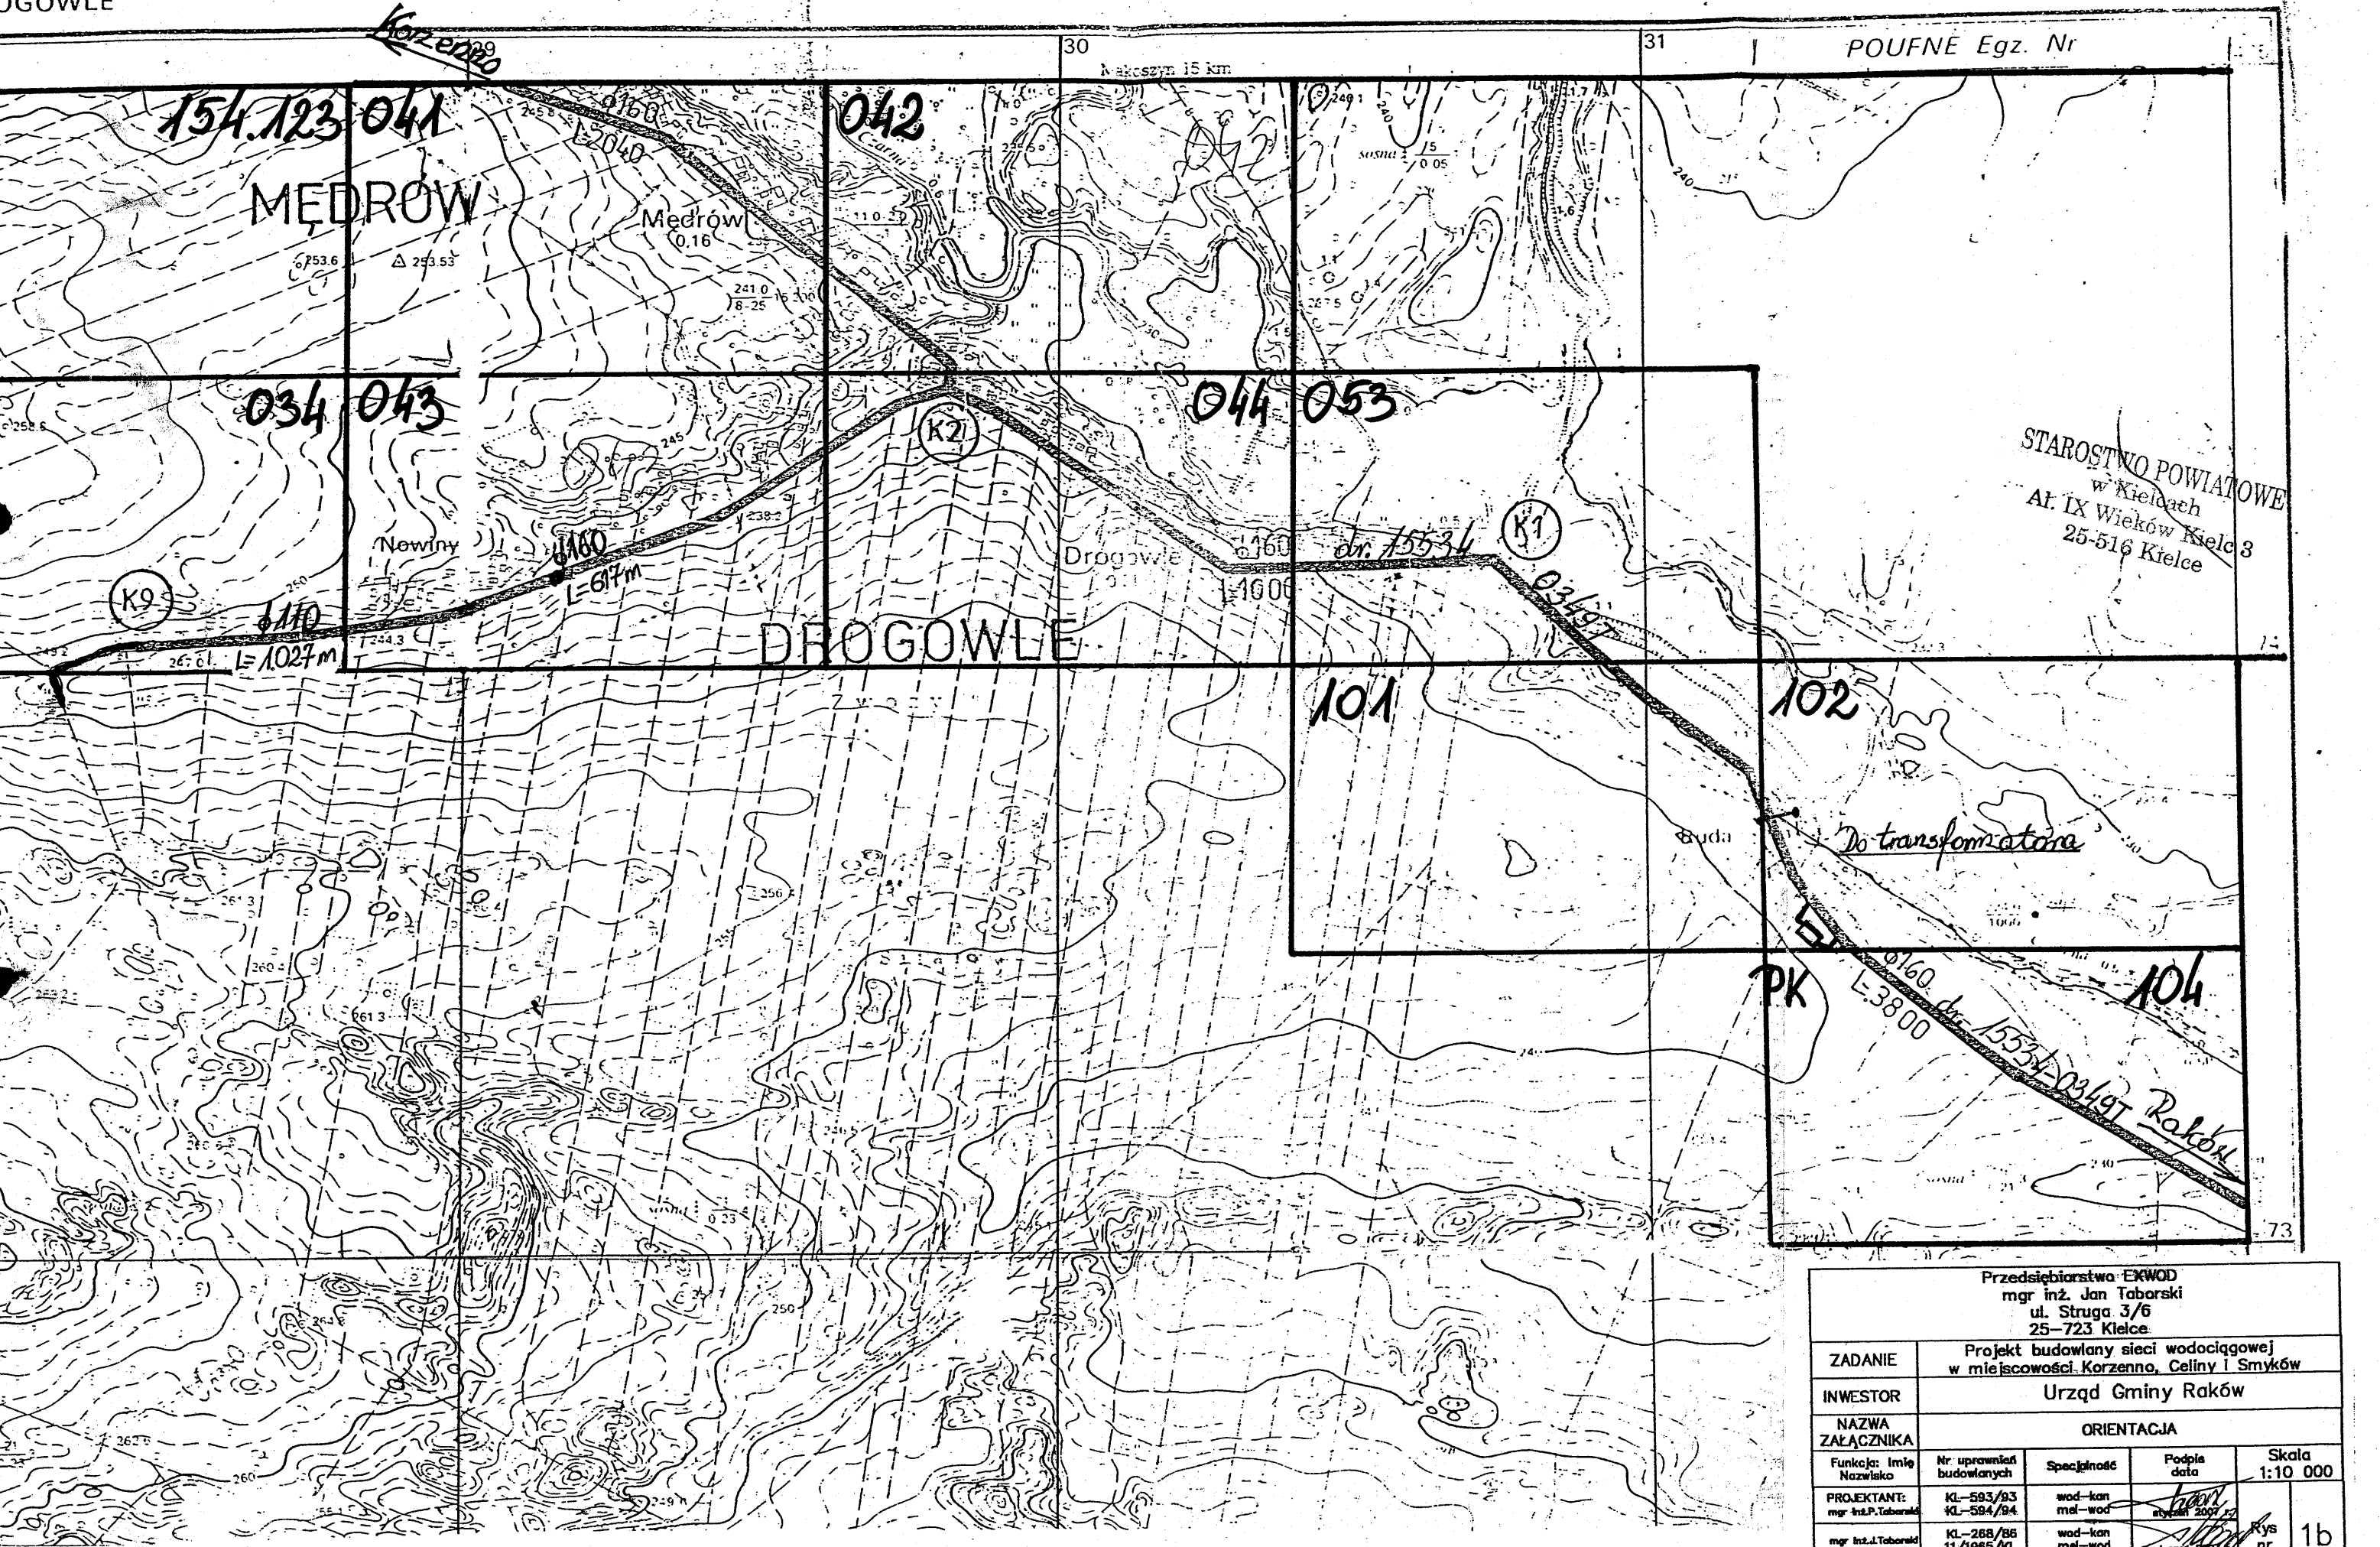

Przedsiębiorstwa EKWOD mgr inż. Jan Taborski ul. Struga 3/6 25-723 Kielce				
ZADANIE	Projekt budowlany sieci wodociągowej w miejscowości Korzenno, Celiny i Smyków			
INWESTOR	Urząd Gminy Raków			
NAZWA ZAJĄCZNIKA	ORIENTACJA			
Funkcja: Imię Nazwisko	Nr uprawnień budowlanych	Specjalność	Podpis data	Skala 1:10 000
PROJEKTANT: mgr inż. P. Taborski	KL-593/93 KL-594/94	wod-kan mel-wod	<i>Jan Taborski</i> styczeń 2007 r.	1b
mgr inż. J. Taborski	KL-268/86 11/1986/KL	wod-kan mel-wod	<i>Jan Taborski</i> styczeń 2007 r.	
SPRAWDZIŁ: mgr inż. T. Wojas	132/81 Rzecz. Bud. Rz. 1/82	wod-kan-ciep mel-wod-ciep	<i>T. Wojas</i> styczeń 2007 r.	