


PROJEKT ZAGOSPODAROWANIA TERENU - PLANSZA UZBROJENIA

POMPOWNI PK w m. DROGOWLE

skala 1:250

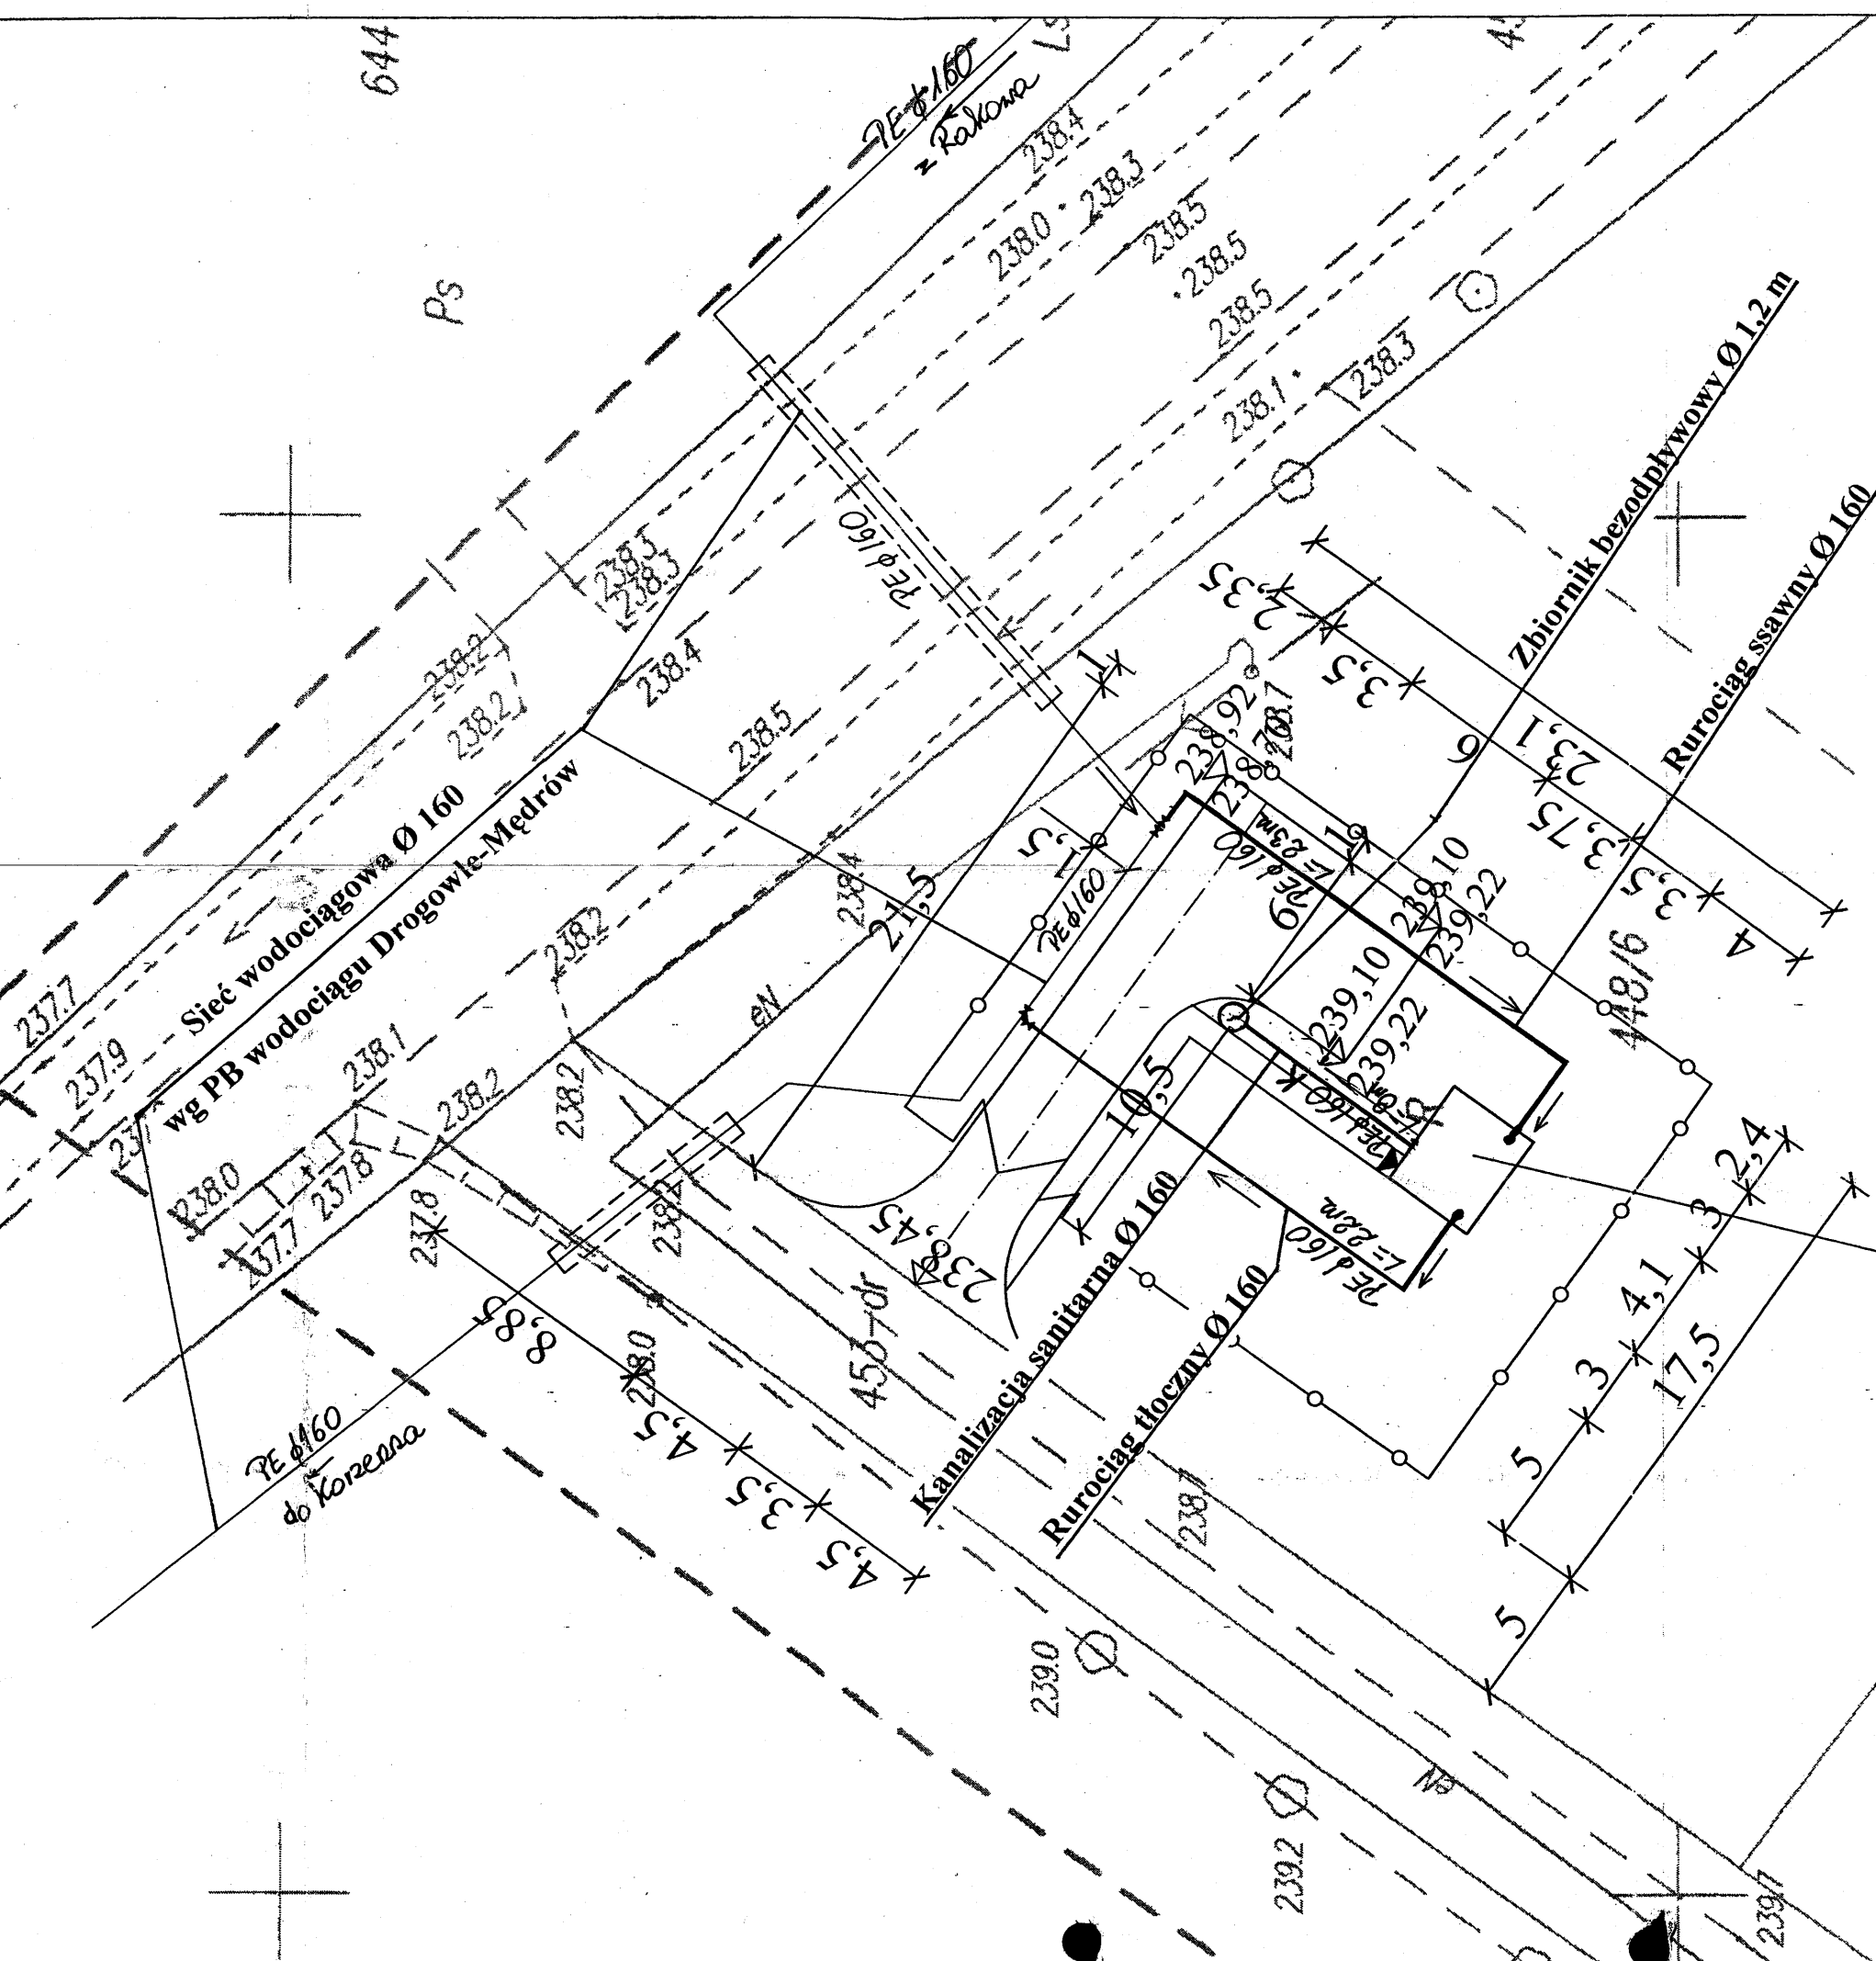

Pompownia PK
kontener
±0,00 = 239,25

STAROSTWO POWIATOWE
w Kielcach
Al. IX Wieków Kielc 3
25-516 Kielce

Przedsiębiorstwo EXWOD Kielce mgr inż. Jan Taborski 25-723 Kielce, ul. Struga 3/6 tel/fax 041 362-48-00, kom. 0602 133 529			
ZADANIE: Projekt budowlany sieci wodociągowej w msc. Korzenno, Celiny, Smyków			
INWESTOR: Urząd Gminy Raków			
NAZWA: Pompownia PK – Drogowle			
ZAŁĄCZNIKA: Rurociągi technologiczne			
Funkcja Imię Nazwisko	Nr upr. bud.	Specjalność	Podpis, data
PROJEKTANT: mgr inż. P. Taborski	KL-593/94	sieci wod-kan	
	KL-594/94	mel-wodné	
mgr inż. J. Taborski	11/1965/KL	sieci wod-kan	
	KL-268/86	mel-wodné	
SPRZĄDZAJĄCY: mgr inż. T. Wojas	132/81	wod-kan-ciepl	
	Rzecz. Bud. Rz/1/82	wod-kan-ciepl	
		Nr	26
		rys	