
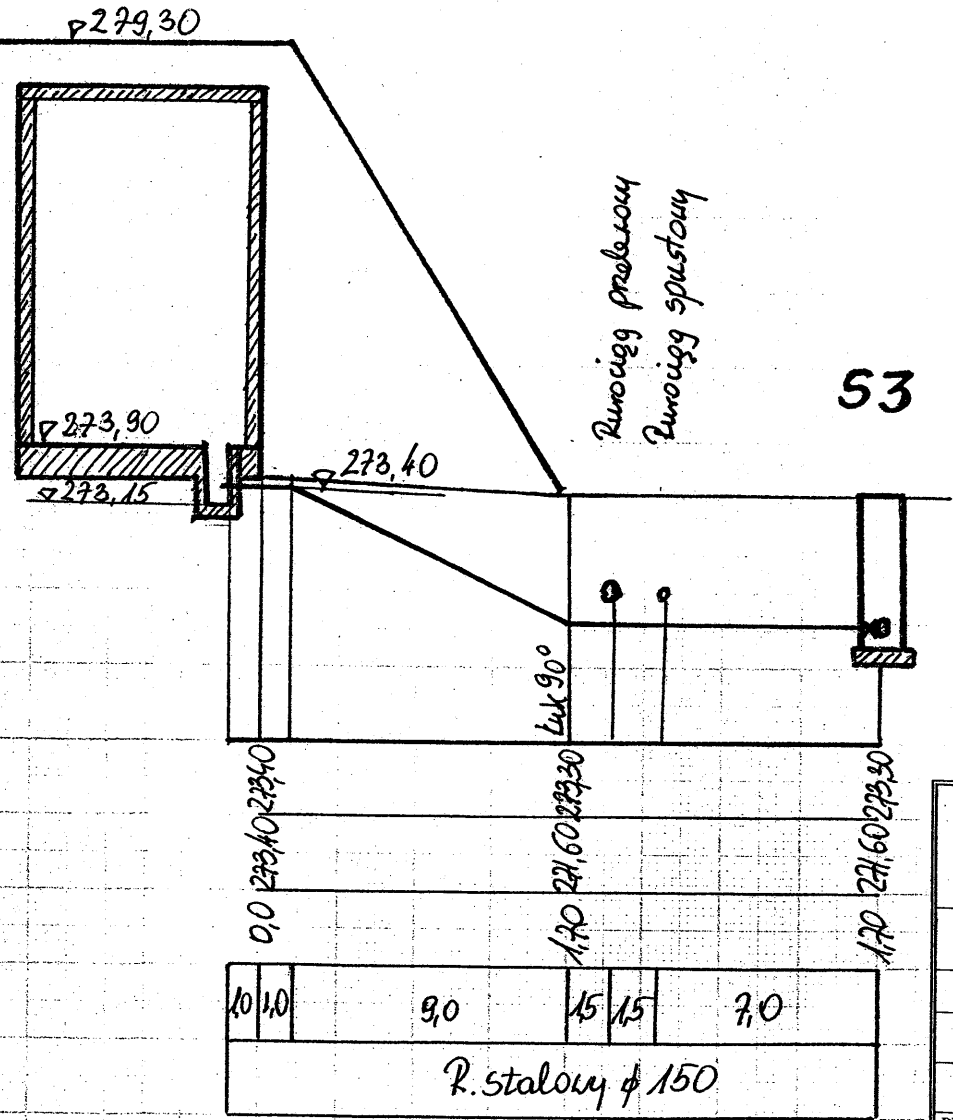


Rurociągi ssawne
Skala 1 : 100/250

ZB-6A

ZB-6B

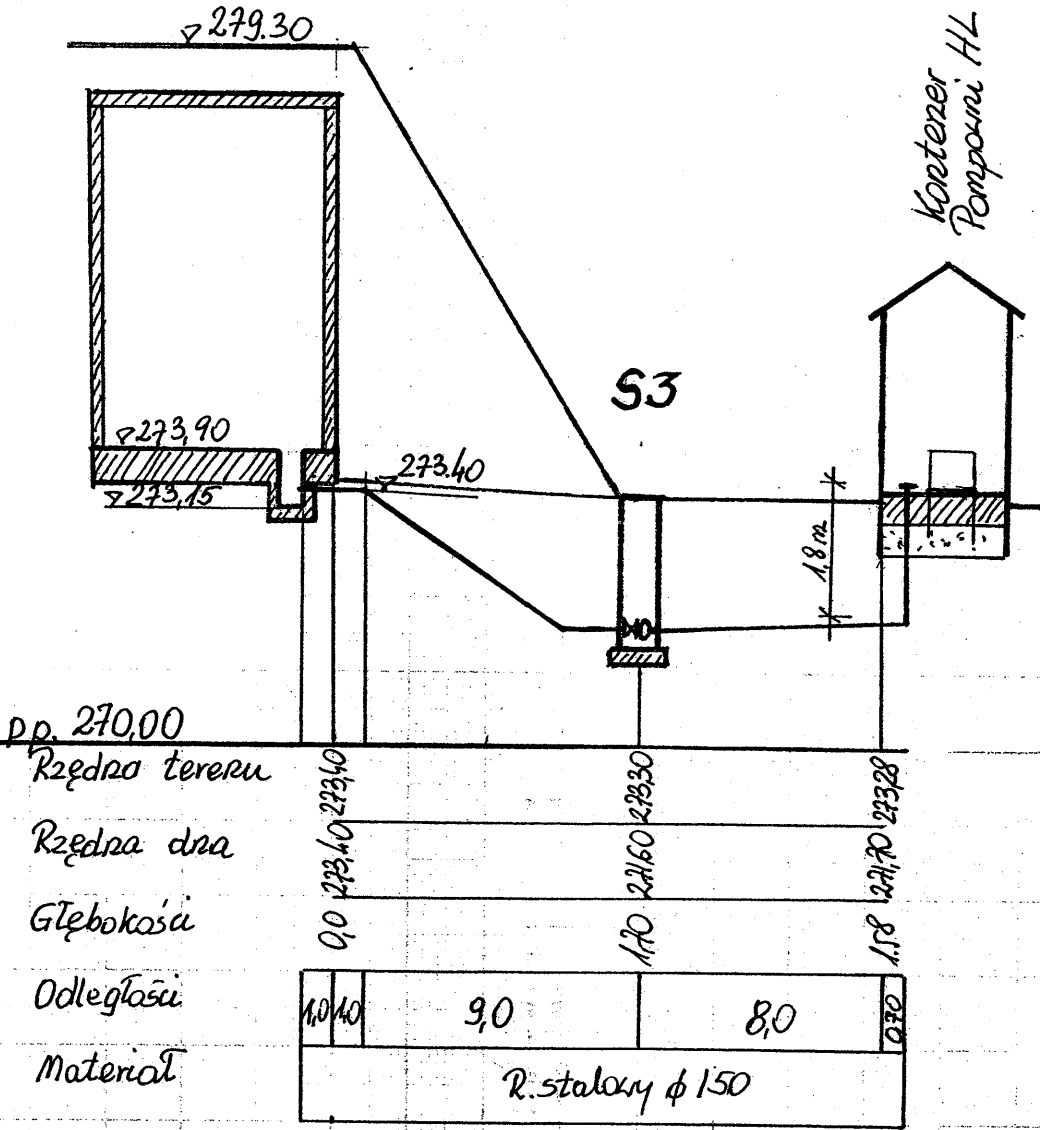

STAROSTWO POWIATU
w Kielcach
Al. IX Wieków Kielce
25-516 Kielce

Przedsiębiorstwo EXWOD Kielce mgr inż. Jan Taborski 25-723 Kielce, ul. Struga 3/6 tel/fax 041 362-48-00, kom. 0602 133 529				
ZADANIE:		Projekt budowlany sieci wodociągowej w msc. Korzenno, Celiny, Smyków		
INWESTOR:		Urząd Gminy Raków		
NAZWA ZAŁĄCZNIKA:		Zbiornik ZB-6 i Pompownia HL Profile rurociągów ssawnych		
Funkcja Imię Nazwisko	Nr upr. bud.	Specjalność	Podpis, data	Nr rys 30
PROJEKTANT: mgr inż. P. Taborski	KL-593/94 KL-594/94	sieci wod-kan mel-wodne		
mgr inż. J. Taborski	11/1965/KL KL-268/86	mel-wodne sieci wod-kan		
SPRADZAJĄCY: mgr inż. T. Wojaś	132/81 Rzecz. Bud. Rz/1/82	wod-kan-ciepl wod-kan-ciepl		