



Drenaż rozsączający
Skala 1: 100/250

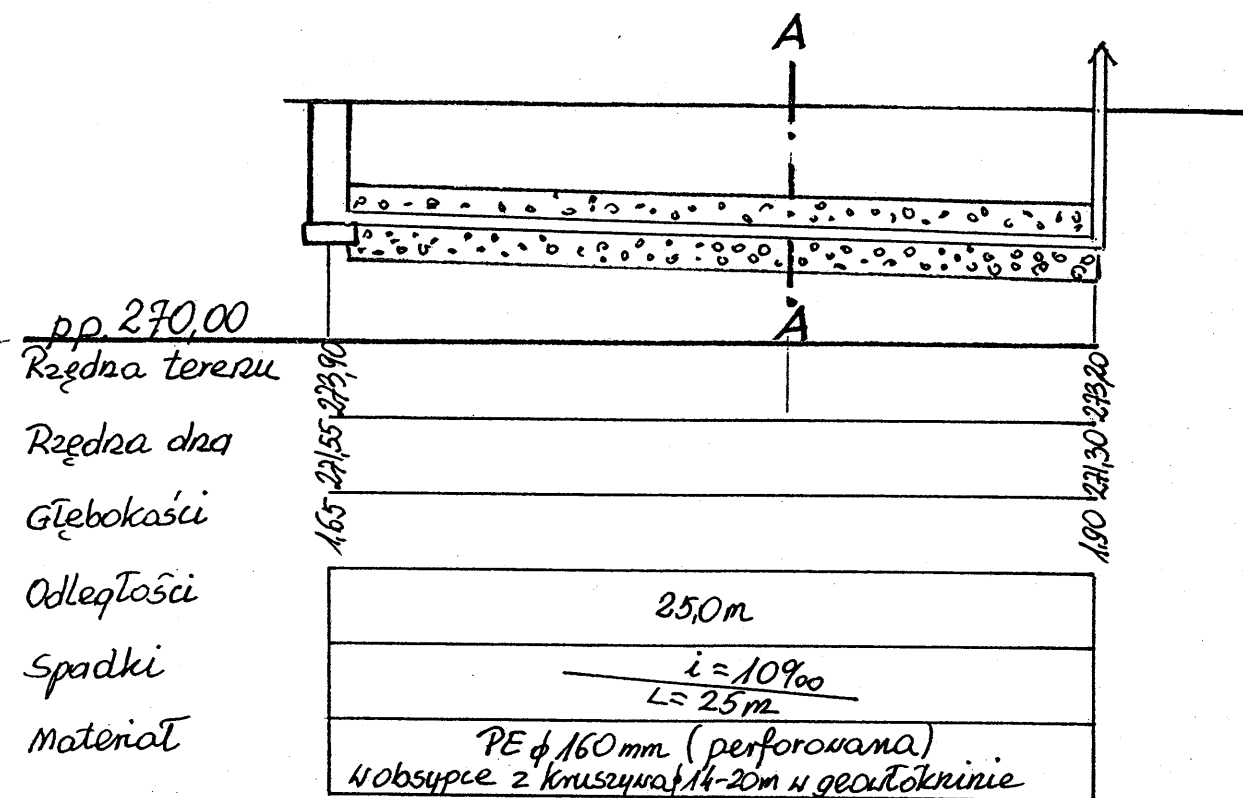

Drenaż rozsączający, Przekrój A-A
Skala 1: 50

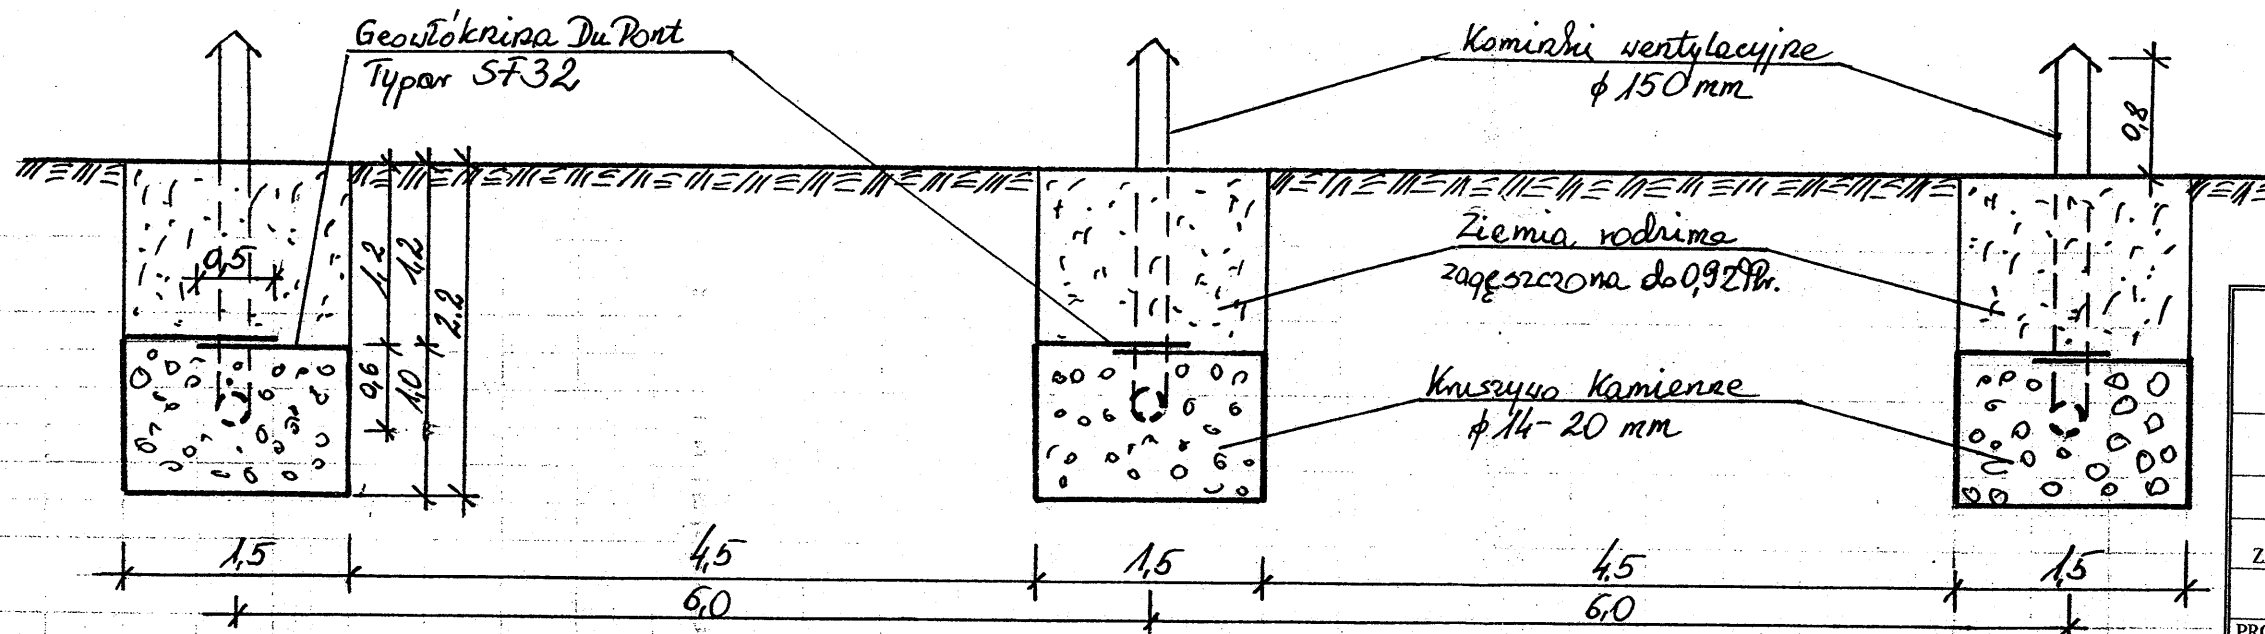

Uwaga: Można zastosować geotekstynę innych producentów o podobnych parametrach techn.

STAROSTWO POWIATOWE
w Kielcach
Al. IX Wieków Kielc 3
25-516 Kielce

Przedsiębiorstwo EXWOD Kielce mgr inż. Jan Taborski 25-723 Kielce, ul. Struga 3/6 tel/fax 041 362-48-00, kom. 0602 133 529				
ZADANIE:		Projekt budowlany sieci wodociągowej w msc. Korzenno, Celiny, Smyków		
INWESTOR:		Urząd Gminy Raków		
NAZWA ZALĄCZNIKA:		Zbiornik ZB-6 i Pompownia HL Profil drenażu rozsączającego		
Funkcja Imię Nazwisko	Nr upr. bud.	Specjalność	Podpis, data	
PROJEKTANT: mgr inż. P. Taborski	KL-593/94 KL-594/94	sieci wod-kan mel-wodne	<i>[Signature]</i>	Nr rys 32
mgr inż. J. Taborski	11/1965/KL KL-268/86	mel-wodne sieci wod-kan	<i>[Signature]</i>	
SPRAWDZAJĄCY: mgr inż. T. Wojaś	132/81 Rzecz. Bud. Rz/1/82	wod-kan-ciepl wod-kan-ciepl	<i>[Signature]</i>	