
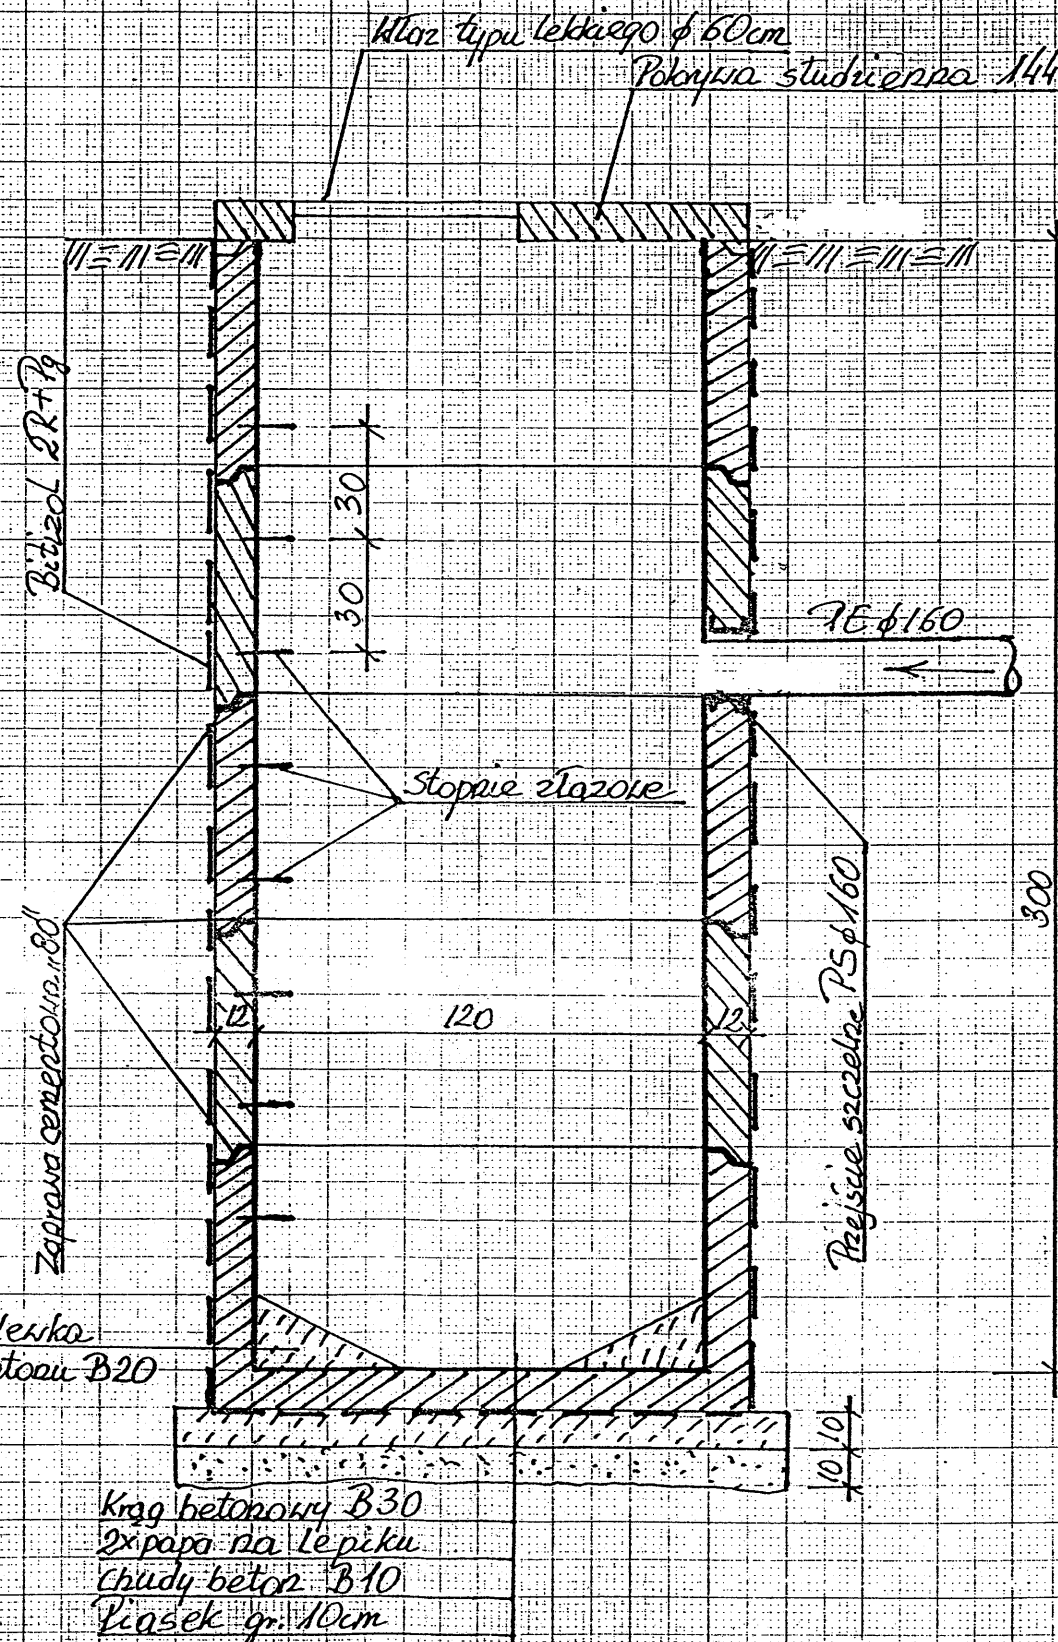


Kanalizacja sanitarna PE Ø 160
Skala 1 : 100/250

Studzienka bezodpływowa

Skala 1:20

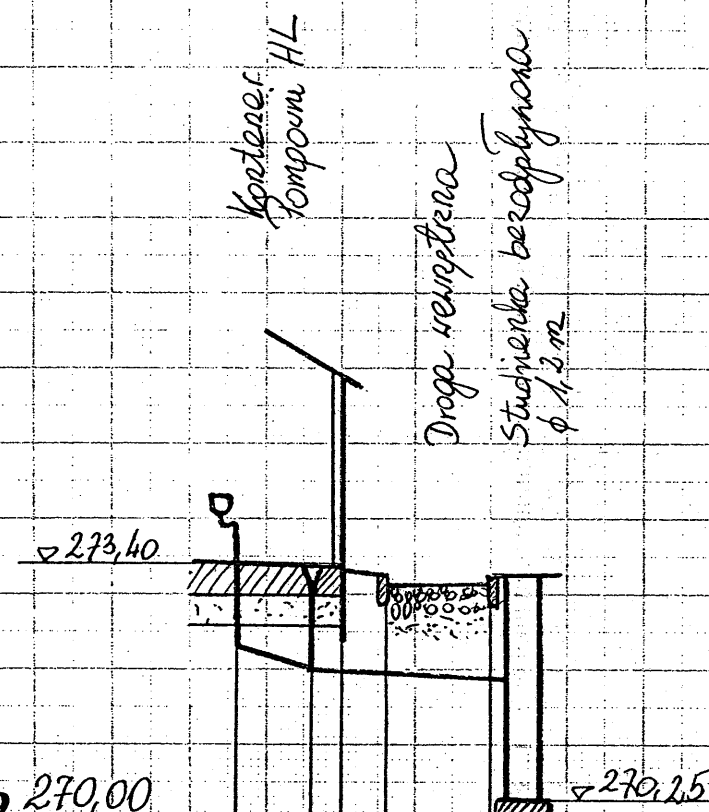

STAROSTWO POWIATOWE
w Kielcach
Al. IX Wieków Kielc 3
25-616 Kielce

pp 270,00

Rzędna terenu

Rzędna dna

Głębokości

Odległości

Spadki

Materiał

273,40	273,40	273,40	273,40	273,40
272,00	272,00	272,00	272,00	272,00
1,29	1,29	1,29	1,29	1,29
1,28	1,28	1,28	1,28	1,28
1,34	1,34	1,34	1,34	1,34
1,35	1,35	1,35	1,35	1,35
2,5	10,15	3,5	10	
$i=120\%$ $L=2,5m$		$L=15\%$ $L=7m$		
PCV Ø 60		PE Ø 160		

Wylewka
z betonu B20

Krąg betonowy B30
2x papa na lepiku
chudy beton B10
Kiossek gr. 10cm

Przedsiębiorstwo EXWOD Kielce mgr inż. Jan Taborski 25-723 Kielce, ul. Struga 3/6 tel/fax 041 362-48-00, kom. 0602 133 529				
ZADANIE:	Projekt budowlany sieci wodociągowej w msc. Korzenno, Celiny, Smyków			
INWESTOR:	Urząd Gminy Raków			
NAZWA ZAŁĄCZNIKA:	Zbiornik ZB-6 i Pompownia HL Profil kanalizacji sanitarnej			
Funkcja Imię Nazwisko	Nr upr. bud.	Specjalność	Podpis, data	
PROJEKTANT: mgr inż. P. Taborski	KL-593/94 KL-594/94	sieci wod-kan mel-wodne		
mgr inż. J. Taborski	11/1965/KL KL-268/86	mel-wodne sieci wod-kan		
SPRADZAJĄCY: mgr inż. T. Wojaś	132/81 Rzecz. Bud. Rz/1/82	wod-kan-ciepl wod-kan-ciepl		
			Nr rys	34