

STAROSTA KIELECKI

Na podstawie art. 28 ust. 1 ustawy z dnia 17 maja 1994 r. - Prawo geodezyjne i kartograficzne (Dz. U. z 2000 r. Nr 100, poz. 1076 i Nr 120, poz. 1262) uzgodniłam następujące projekty: wodociąg, kanalizacja sanitarna, kanalizacja deszczowa, gazociąg, linie energetyczne NN, WN, kable telefoniczne, światłowodowy, budginki, drogi.

Decyzja o pozwoleniu na budowę

Uzgodnione wyznaczenie sieci wodociągowej i kanalizacyjnej podlega umieszczeniu i przechowywaniu w dokumentacji projektowej przez jednostkę wykonawczą do wykonania planu zagospodarowania.

W celu uzgodnienia realizacji sieci wodociągowej i kanalizacyjnej przedłożono następujące dokumenty: plan sytuacyjny, plan wysokościowy, plan techniczny, plan kosztorysu, plan kosztorysu inwestycyjnego, plan kosztorysu eksploatacyjnego, plan kosztorysu utrzymania, plan kosztorysu remontów, plan kosztorysu modernizacji, plan kosztorysu rozbudowy, plan kosztorysu likwidacji, plan kosztorysu innych robót.

Wzajemne uzgodnienie sieci wodociągowej i kanalizacyjnej nastąpiło w sposób następujący: plan sytuacyjny, plan wysokościowy, plan techniczny, plan kosztorysu, plan kosztorysu inwestycyjnego, plan kosztorysu eksploatacyjnego, plan kosztorysu utrzymania, plan kosztorysu remontów, plan kosztorysu modernizacji, plan kosztorysu rozbudowy, plan kosztorysu likwidacji, plan kosztorysu innych robót.

154.123.012 z up. STAROSTY

Kielce, 31-05-2010 mgr inż. Zofia Stelmuszyńska
Kierownik Powiatowego Ośrodka Dokumentacji Geodezyjnej i Kartograficznej

MAPA SYT - WYS 1:1000
do celów projektowych

wieś: CELINY
gm: Raków


Ark 154.123.012 - Raster D1, D2, E1, E2, E3, E4

Granice zgodne z ewidencją
Kielce, 2006-03-30

USŁUGI GEODEZYJNE
ALEXANDER LENAR
GEODĘZA UPRAWNIENY
Poznań, 12-720
ul. St. Koszki 15a, tel. 31443-31
25-311 KIELCE

WYKONAWCA
Orlik

Przedsiębiorstwo EXWOD mgr inż. Jan Taborski ul. Struga 3/6 25-723 Kielce				
ZADANIE	Projekt budowlany sieci wodociągowej w miejscowości Korzenno, Celiny i Smyków			
INWESTOR	Urząd Gminy Raków			
NAZWA ZAPŁACZNIKA	Mapa ark. 154.123.012			
Funkcja: linie Nazwa: wodociąg	Nr uprawnień budowlanych KL-593/93 KL-594/94	Specjalność wod-kan mel-wod	Podpis data	Skala 1:1000
PROJEKTANT: mgr inż. J. Taborski	KL-593/93 KL-594/94	wod-kan mel-wod	<i>Jan Taborski</i>	18
SPRAWDZIŁ: mgr inż. T. Wojas	19281 Rzecz Bud.Rz.182	wod-kan-ciepl mel-wod-ciepl	<i>T. Wojas</i>	

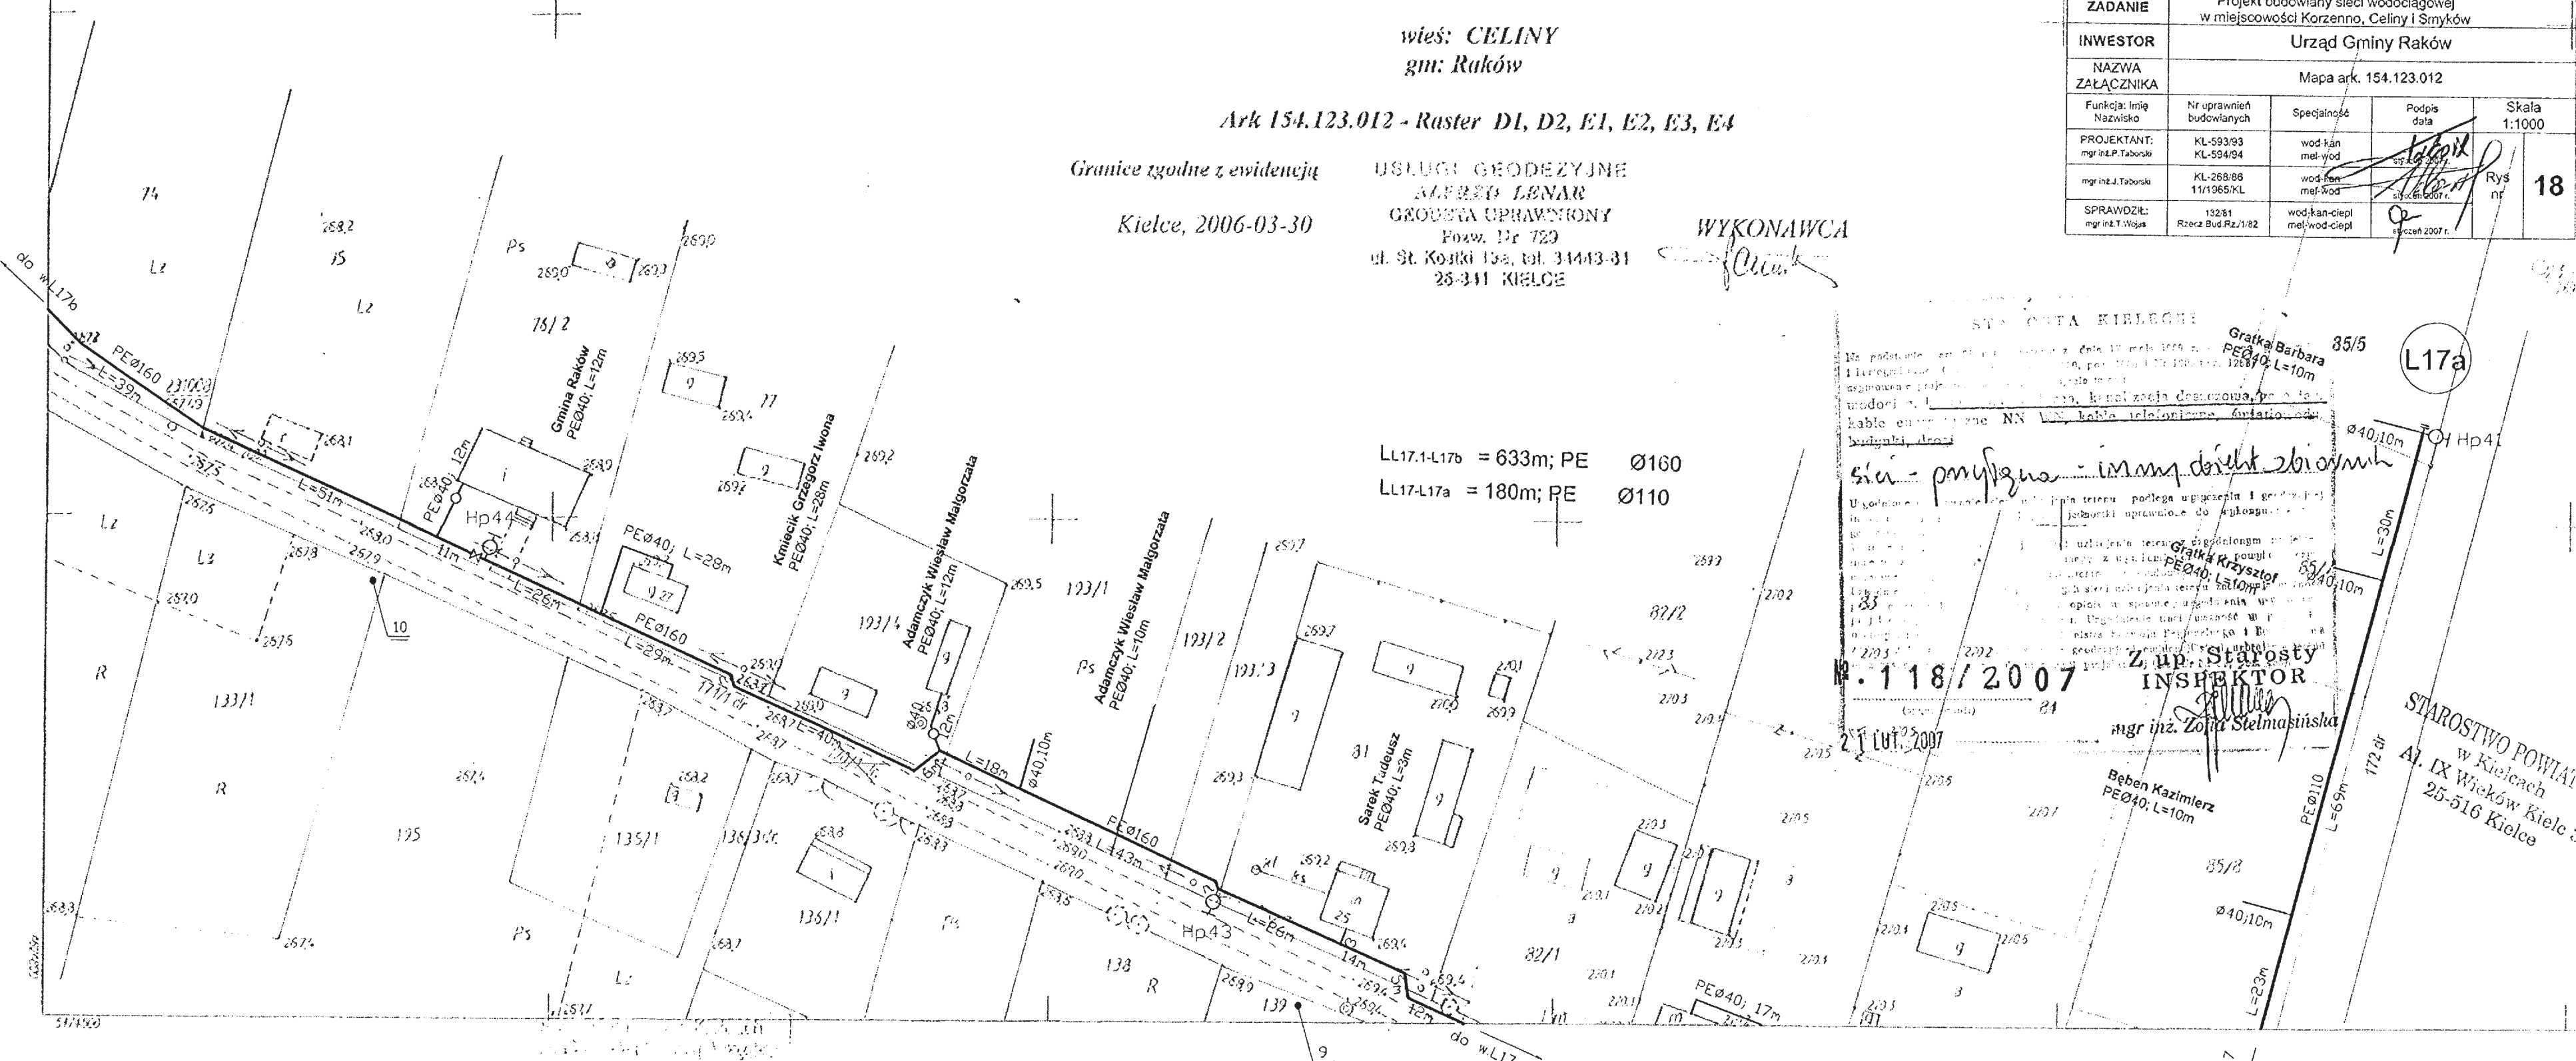

154.123.012
1:1000

MAPA SYTUACYJNO-WYSOKOŚCIOWA

Przedsiębiorstwo Usług Geodezyjnych POMAROWIEC
W KIELCACH

A. Gm. Raków
1000:0 CH1